

[대학혁신지원사업]
스미스관 교육 환경개선 공사

[기계설비]

2026. 08.

(주)현대건축사사무소



건물명/NAME OF THE BUILDING

스미스관

사업명/PROJECT TITLE

[대학혁신지원사업]
스미스관 교육 환경개선 공사

주제/NOTE

일 반 시 방 서

1. 일 반 사 항

- 1-1 본 시방서는 [대학혁신지원사업] 스미스관 교육 환경개선 공사에 적용한다.
 - 1-2 감독관이라함은 공사청부 계약서의 감독관(갑) 또는 그 보조자를 말한다.
 - 1-3 설계도 및 본 시방서에 명기되지 않은 사항은 국토교통부 제정 건축설비 공사 표준시방서 및 한국공업규격, 관계법규, 조례등을 준용하며 해석상의 이의가 발생시 감독관의 지시에 따른다.
 - 1-4 시공자는 본 공사의 착공에 앞서 공정표 기타 시공계획서등을 작성 착공과 동시에 감독관에게 제출하여야 하며 공사의 진척상황 노무자취업 재료의 반입, 반출, 기타 필요한 사항을 기재한 공사일보를 작성 감독관에게 제출승인을 득한다.
 - 1-5 모든공사는 전체공사 시방서 및 설계도에 명시된 기능을 충분히 발휘하도록 확실하게 시공하고 명시되지 않은 경우일지라도 공사 내용상 당연히 필요하다고 판단되는 사항은 감독관의 지시에 따라 시공자의 책임으로 성실히 시공하여야 한다.
 - 1-6 특허 및 시공자, 제작자 고유의 특수한 기술에 따라서 그와 관계공사가 되는 부분에 대해서는 시공자는 시방서에 표시된 목적 및 결과에 대해서 계약서의 조항을 기준으로 설계제작 또는 전체의 시공자의 책임으로 성실히 시공하여야 한다.
 - 1-7 공사 시공에 있어서 마감상태, 작업상태 등으로 인하여 기기설치 및 배관의 위치변경 취부법변경 또는 공법을 다소 변경하는 등의 경미한 사항은 당공사에 지장이 없는 범위내에서 또한 기타의 공작물에 지장을 주지않는 경우에 한하여 감독관의 지시에 따라 시공하여야 한다.
 - 1-8 시공자는 기계제작 및 시공시 필요한 도면(시공도, 제작 및 조립도) 견본등을 사전제시하여 감독관의 승인을 받아야 한다.
 - 1-9 현장사정상 설계변경을 아니하면 시공이 불가능할 경우
1. 변경내용 설명서, 2. 설계변경 도면, 3. 공사비 증감내용 각 1 부를 제출하여야 한다.
- ### 2. 인허가 및 공사장 관리사항
- 2-1 공사장에 수반하여 발생하는 모든 인허가 업무 및 그에 따르는 소요비용은 시공자가 부담하여야 하고 준공과 동시에 제반 인허가를 필하여야 한다.
 - 2-2 소방설비 공사는 소방설비업등록을 필한자가 시공하여야 하며, 착공전에 관계관공서에서 시공 신고를 필한후 기공에 입하여야 하고 준공과 동시에 소방준공공사를 필하여야 한다.
 - 2-3 공사용수, 배수, 연료 기타 임시 가설공사에 필요한 설비의 수속은 공사의 진행에 지장이 없도록 시공자가 시행하여야 한다.
 - 2-4 시공자는 노무자의 안전위생 및 기재 기타의 청소정돈을 철저히 하여야 하며 풍수해, 화재, 도난, 기타 공해방지등 공사장 관리에 안전을 기하여야 한다.
- ### 3. 자재의 선정 및 자재 관리사항
- 3-1 모든 자재의 반입, 반출은 감독관의 입회하에 실시하며, 불합격품은 즉시 반출을 한다.
 - 3-2 시공자는 현장 가까운 곳의 적당한 장소에 필요량을 저장할 수 있는 가설 창고를 설치할 것이며 작업상의 품질관리 및 재해방지를 고려하여야 한다.
 - 3-3 현장 사무실 및 재료 창고는 그 품질, 기능을 손상하지 않는 구조로하고 도로, 유류, 기타 인화성 재료는 방화상 안전한 조치를 강구하고 각 출입문에 표시 부착 자물쇠를 달고 소화기를 비치하여야 하며 공사 완료시 즉시 철거를 하고 뒷정리를 해야 한다.
 - 3-4 공사장 내에서 발생하는 각종 발생품은 정리한 후 그 조서와 함께 모두 감독관이 지정하는 장소에 정리 보관하고 불필요하다고 인정하는 것은 감독관의 승인하에 즉시 장외로 반출하여야 한다.

- 3-5 감독관이 제공하여 현장에 반입된 모든 지급자재의 보관은 시공자 책임이며 보관중 파손이나 유실된 자재는 즉시 보상하여야 하고 잔재가 발생하였을 경우 감독관의 처리지시에 따라야 한다.
 - 3-6 기기 및 재료는 기재된 것이거나 이와 동등품 이상의 한국공업규격에 칭하여진 K.S 표시를 사용을 원칙으로 하고, K.S 표시품이 없는 품목에 대해서는 시중 최상품으로서 규격 및 기능이 확실하거나 타공사에 사용결과 이상이 없는 제품이어야 한다.
 - 3-7 주요 장비류는 제작도면, 구매사양 및 카달로그 주요 외자재는 관련기술 사양서 및 구매 사양을 제출하여 승인을 받아야 한다.
 - 3-8 사용자재의 선정은 설계지침에 적합하고 시중 구매가 가능한 다수 품목으로 3 개품목이상 견본품을 제출하여 감독관의 승인을 득한후 사용하여야 한다.
 - 3-9 파이프류는 적재물을 설치하여 분리보관하고 축간관은 현장 반입 즉시 방청 페인트를 도장하여 관부식이 발생하지 않도록 보관하여야 한다.
 - 3-10 타공판과는 분리보관하되 하중 충격등에 의하여 변형되지 않도록 하며 관내에 이물질이 들어가지 않도록 보관하여야 한다.
- ### 4. 타공사와의 시공관계
- 4-1 일 반 사 항
타공사(건축, 토목, 조경, 전기, 기타)와의 관련사항은 감독관 지시에 따라 관련시공자와 협의하여 공사 진행에 지장이 없도록 시공한다.
 - 4-2 건축공사와의 관련부분
각종 바닥 및 벽관통 스리브, 집수경, 배수 트렌치, 옥상 흡출기, 옥내소화전 각종 계량기의 구조벽 취부전 설치위치, 크기, 규격, 천정내 공간 사용으로 인한 천정 마감선등에 대한 사전 협의를 가질 것.
 - 4-3 토목 공사와의 관련부분
오, 배수관의 옥외 인출부 토목 배수관의 연결 및 각종 지하 구조물의 개구(급기부, 환기구, 정비 반입구) 등의 설치위치, 크기, 규격등에 대한 사전협의를 가질 것.
 - 4-4 조경공사와의 관련부분
도면 및 표기내용을 참조하고 관련공사 시공자와 충분한 협의를 가질 것.
 - 4-5 전기공사와의 관련부분
도면 및 표기내용을 참조하고 관련공사 시공자와 충분한 협의를 가질 것.
- ### 5. 시 문 전
- 5-1 감독관 입회하에 시문전을 시행하여야 한다.
 - 5-2 시문전중 공사의 잘못으로 결함이 발생하여 기간을 연장하거나 부분적인 재시공을 필요로 할때는 시공자 책임하에 보상하여야 한다.
타공사 관계 및 제 3 자에게도 같다.
 - 5-3 시문전 기간중에 관리요원에게 기기취급 및 운전요령에 대하여 교육을 실시하여야 한다.
- ### 6. 준 공
- 6-1 준공은 시문전을 완료하고 관계기관의 인허가사항 검사를 모두 받고 기기 장비의 유지관리 취급설명서등 서류를 제출한 후 준공계를 제출하여 준공검사를 득하여야 준공으로 인정한다.
 - 6-2 특기가 있거나 감독관이 필요하다고 지시하는 공정에 대하여는 사전(3'×5') 2매(칼라)를 제출한다.
 - 6-3 준공 후에는 관리부서와 인계인수가 끝날때까지 1 인이상을 현장에 상주시켜 관리자가 운전 및 보수지도 요령을 충분히 숙지하도록 하여야 한다.
 - 6-4 시공사는 준공과 동시에 시공도면을 작성하여 제출해야 한다.
 - 6-5 시공사는 준공과 동시에 청소일괄 포함한다

(주) 동 남 기 술 사
대구 수성구 상록로 38-1 TEL:742-1662
한국엔지니어링등록 제2118-003479호
건축기계설비기술사 95144040008P
채 회 준 (인)

일자/DATE

2026. 07

도면번호/DRAWING NO.

M-002

도면명/DRAWING TITLE

일반시방서

축척/SCALE

A1: 1/NONE

A3: 1/NONE

승인/APPROVED BY

이 성 호 (인)

작성/DRAWING BY

박 민 규

기계설비시방서

1. 공 사 명 : [대학혁신지원사업] 스미스관 교육 환경개선 공사
 1-1. 적 용 범 위 : 본 시방은 [대학혁신지원사업] 스미스관 교육 환경개선 공사 기계설비공사에 적용하며 본 시방서 및 설계도면에 기재된 이외의 경우에는 국토교통부 제정 건축설비공사 표준시방서 이하 "표준시방서" 라함에 준한다. 본 시방과 도면, 표준 시방서에 정한 공법, 자재의 재질 및 제품등을 이행하기 불가능한 경우에는 필히 감독관에게 사유를 보고하고 대안에 대한 승인을 득한 후 제작 시공에 임하여야 한다.
 1-2. 공 사 범 위 : ① 장비 설치공사 ② 위생배관공사 ③ 위생기구 설치공사 ④ GHP냉난방기공사 ⑤ 기타 설비공사

2. 배 관 공 사 2-1. 배 관 재 료

배 관 명	배 관 재 료	규 격 번 호	비 고
급수, 급탕, 환탕관	스 테 인 레 스 관	KSD 3576	80mm 이하 2.5t, 100mm 이상 3t
오 수, 배 수 관	P.V.C (VG1)	KSM 3404	PVC-VG1부속 및 DRF 집합
물탱크 OV / D	P.V.C (VG1)	KSM 3404	PVC-VG1부속 및 DRF 집합
소화배관	스 테 인 레 스 관	KSD 3576	80mm 이하 2.5t, 100mm 이상 3t

* 연결 부속은 배관과 동일 재질을 사용한다.(단, 타재질 배관과 연결시 필히 절연조치 할 것)

- 2-2. 배 관 접 합 스테인레스관 : 아르고 용접 접합한다.
 PVC(VG1) 관 : DRF 나사 접합한다

2-3. 밸 브 류 A. 밀 반 밸 브

배 관 명 칭	사 용 밸 브	밸브재질 및 이용방법	비 고
급 수	볼밸브(스텐보온형)	50A이하 SUS나사식	10KG/CM ²
	버터플라이 밸브	65A이상 기어식	10KG/CM ² 후렌지
일반 드레인관	볼밸브(스텐)	50A이하 SUS나사식	10KG/CM ²

3. 장 비 설 치 공 사 : 기능이 확실한 KS제품을 사용한다. (주요 장비목록은 도면을 참조한다.)
 3-1. 일 반 사 황
 3-1-1. 제작도 및 사양서
 시공자는 각종기기, 기구제작도 및 사양서를 부하계산에 따라 충분히 검토하고 감독자에게 승인을 받아 시공하여야 한다.
 3-1-2. 관련 법규 검토
 기기간의 간격 거리와 구조체와의 이격거리등도 제반규정을 작성하여 감독자에게 보고하여야 한다.
 3-1-3. 장비의 성능검사
 모든 장비류는 현장반입전 생산회사 공장에서 감독관 입회하에 성능시험을 마친후에 현장반입을 하여야 하며, 성능 불합격시에는 현장반입을 불허한다.
 3-1-4. 모든 장비의 지지기대는 지정색 오일 페인트 2회 도장으로 마감한다.
 3-2. 위 생 기 구 류
 3-2-1. 일 반 사 황
 위생기구에 부착되는 트림의 통수 깊이는 50MM이상 100MM이하로 한다.
 기구에 수전을 설치할 때는 충분한 토수구 공간을 확보해야 한다.
 KS 규격에 있는 것은 이 규격에 합격한 것을 사용한다. KS규격이 없는 것은 사용목적에 적합하고 위생적이며 규격에 따르는 재질 및 기능을 갖춘 것으로 한다.

4. 공 사 방 법 : 모든관은 구경을 축소시키지 않는 구조로서 관축심에 대하여 직각으로 절단하고 절단면은 깨끗이 다듬는다.
 4-1. 배 관 지 지 : 스테인레스관 : 관경 20A이하는 1.8M, 25A-40A는 2.0M, 50A-80A는 3.0M, 100A이상은 4M이내로 지지하며, 반드시 절연조치한다.
 오.배수관 : 1.8M 간격으로 지지하고, 단 분기관이 서로 접합하는 곳에는 1.0M 이내의 간격으로 지지한다.
 입 상 관 : 모든 입상관은 총마디 지지한다. (단 입상 PIT내 배관및 덕트 지지기대 기존 재사용)
 각 기기 및 분기관 밸브 접합부는 플랜지 및 유니온을 설치하여 설치 해체가 용이 하도록한다.
 각층의 통기관을 수직관에 연결할 경우에는 그 층의 기구 배수구 상단에서 1.5M 이상의 위치에서 연결한다.
 4-2. 스 리 브 설 치 : 콘크리트 벽이나 바닥을 통과하는 관에 대해서는 콘크리트 타설전에 스리브를 설치하고 콘크리트 타설후에 관통할 경우 스리브를 설치하고 콘크리트를 즉시 원상 복구 하여야 한다.
 4-3. 행 가 : 관경에 적합한 철재 KS품인것으로 관내용물 및 피복의 전중량을 지지하되 충분한 강도를 가진 단봉형가를 사용한다.(단, 스테인레스관 및 동관은 절연형가를 사용)
 4-4. 관 의 기 울 기

급 수	오, 배 수 관	
	75A 이 하	100A 이 상
1/200	1/50	1/100

통기관은 관내에 물방울이 고이지않고 잘 흘러 내리도록 하며, 역구배가 되지 않게 배수관에 접속하여야 한다.

- 4-5. 수 압 시 험 : 하기수치로 60분 이상 실시한다.

급 수	오, 배 수, 통 기 관
상용압력의 2배	만 수 압 력

5. 보 은 공 사 : 수압 시험에 합격한 후에 보은공사에 임한다.

배 관 명 칭	보 은 재 료 및 순 서	배관관경	보은두께	비 고
급수관	난연성 가교 발포 폴리에틸렌 보온통+ 접착재+매직테이프+AL밴드	15~100A	25t	마감색은 감독관 지정색
		125A이상	40t	

- * 벽체 매립배관 급수 아티콘10t 마감
 * 보온을 요하지 않는 부분 : 오,배수,통기관 및 벽체매입관 (PIT내 배관 포함)
 * 시 공 방 법 : 배관에 난연성 가교 발포 폴리스티렌 보온통 배터리진 부위를 벌려 깨운다.
 배터리진 부위에 접착제를 칠한 후 경화된 시간 경과 후 견고히 부착하여 AL Band로 60~90CM 마다 견고히 처리한다.
 엘보, 후렌지, 밸브부위는 작업 특성에 따라 난연성 가교 발포 폴리스티렌 보온통 절단하여 부착한 후 AL Band로 Banding 처리한다.

(주) 동 남 기 술 사
 대구 수성구 상록로 38-1, TEL:742-1662
 한국엔지니어링등록 제5119-003479호
 건축기계설비기술사 95144040008P
 채 회 례 (인)



건물명/NAME OF THE BUILDING

스미스관

사업명/PROJECT TITLE

[대학혁신지원사업]
스미스관 교육 환경개선 공사

주 기 /NOTE

Blank area for notes.



(주) 현대건축사무소
 대구광역시 중구 이천로 190 현대건축빌딩 3F
 TEL. (053) 424-0788 / FAX. (053) 421-5514
 E-mail : hdaarchi@naver.com

일자/DATE

2026. 07

도면번호/DRAWING NO.

M-003

도면명/DRAWING TITLE

기계설비시방서

축척/SCALE

A1: 1/NONE
 A3: 1/NONE

승인/APPROVED BY

이 성 호 (인)

작성/DRAWING BY

박 민 규



건물명/NAME OF THE BUILDING

스미스관

사업명/PROJECT TITLE

[대학혁신지원사업]
스미스관 교육 환경개선 공사

주제/NOTE

범례

기 호	명 칭	비 고
— * —	급 수 공 급 관	스테인레스관
— ** —	급탕공급관	스테인레스관
— ... —	급탕환수관	스테인레스관
— S —	오 수 관	P.V.C (VG1)
— D —	배 수 관	P.V.C (VG1)
— V —	통 기 관	P.V.C (VG2)
— PD —	일 반 배 수 관 (원형배관)	스테인레스관
— PS —	일 반 오 수 관 (원형배관)	스테인레스관
— F.D —	바 닥 배 수 구	
— C.O —	천 정 소 제 구	
— X —	스 텐 볼 밸브 / 버 터 플 리 이 밸브	
— Z —	책 크 밸브	
— R —	후 력 시 볼 조 인 트	
— I —	스 트 레 이 너	
— L —	압 려 계	
— Ø —	부 력 식 정 수 위 밸브	
— Ø —	인 상 관 의 게 이 트 밸브	

(주) 동 남 기 술 사
대구 수성구 상록로 38-1, TEL: 742-1662
한국엔지니어링등록 제 E-10-003479호
건축기계설비기술사 95144040008P
채 회 준 (인)

(주) 현대건축사사무소
대구광역시 중구 이천로 180 현대건축빌딩 3F
TEL. (053) 424-6788 / FAX. (053) 421-5514
E-mail : hdarchi6788@naver.com

일자/DATE

2026. 07

도면번호/DRAWING NO.

M-004

도면명/DRAWING TITLE

범례

축척/SCALE

A1: 1/NONE

A3: 1/NONE

승인/APPROVED BY

이 성 호 (인)

작성/DRAWING BY

박 민 규



건물명/NAME OF THE BUILDING

스미스관

사업명/PROJECT TITLE

[대학혁신지원사업]
스미스관 교육 환경개선 공사

주제/NOTE

GHP 장비 일람표

가스엔진 히트펌프(GHP) 실외기

기호	모델	수량	냉방용량 (kcal/h)	난방용량 (kcal/h)	압축기		송풍기		최대 소비전력 (kw)	배관		중량 (kg)	가스 엔진		냉매	외형치수(mm) (W x D x H)	전원	비 고
					형식	전동기출력 (W)	형식	풍량 (CMM)		냉매액관 (mm)	냉매가스관 (mm)		정격소비량 (kW)	형식				
KN 560	KNCP560L1	5	48,160	54,180	스크롤	—	Propeller X 2	510	1.26 ~ 0.57	15.9	28.6	795	38.5 ~ 35.2	일련적열수냉식 4 시미콜	R410A	1,690 X 830 X 2,280	단상, 220V, 60Hz	방진베이스포함
	합 계	5																

* 기존 1층 시험각실(100호실) 실외기 제사용 (단 철거후 재설치 - 장비연결 배관 및 제어선 일괄 포함)

가스엔진 히트펌프(GHP) 실내기

기호	형식	모델	수량	냉방용량 (kcal/h)	난방용량 (kcal/h)	송풍기			최대소비전력 (kw)	배관		외형치수(mm) (H x W x D)	중량 (kg)	냉매	소음 (dB)	전원	비 고	
						형식	수량	풍량 (CMM)		기외정압 (Pa)	냉매액관 (mm)							냉매가스관 (mm)
CP 112	Round Flow 카세트형	YZCP112NA	8	9,632	10,750	터보 팬	1	31.5 ~ 16.0	—	0.187	9.5	15.9	246 X 840 X 840	22	R410A	46/34	단상, 220V, 60Hz	악세사리 일괄포함
CP 90	Round Flow 카세트형	YZCP90NA	13	7,740	8,600	터보 팬	1	24.5 ~ 16.0	—	0.128	9.5	15.9	246 X 840 X 840	21	R410A	43/33	단상, 220V, 60Hz	악세사리 일괄포함
CP 80	Round Flow 카세트형	YZCP80NA	6	6,880	7,740	터보 팬	1	24.5 ~ 12.5	—	0.086	9.5	15.9	246 X 840 X 840	20	R410A	40/28	단상, 220V, 60Hz	악세사리 일괄포함
CP 45	Round Flow 카세트형	YZCP45NA	4	3,870	4,300	터보 팬	1	14.5 ~ 11.0	—	0.047	6.4	12.7	246 X 840 X 840	19	R410A	31/27	단상, 220V, 60Hz	악세사리 일괄포함
		합 계	31															

* GHP냉난방기 장비는 교내 일괄적인 유지관리 및 시설 삼천리ES 장비 동등이상 적용하여야 한다



(주) 현대건설사무소
대구광역시 중구 이천로 180 현대건설빌딩 3F
TEL. (053) 424-0788 / FAX. (053) 421-5514
E-mail : hndarchi@naver.com

일자/DATE

2026. 07

도면번호/DRAWING NO.

M-101

도면명/DRAWING TITLE

GHP장비일람표

축척/SCALE

A1: NONE
A3: NONE

 
승인/APPROVED BY

이 성 호 (인)

작성/DRAWING BY

박 민 규



(주) 동 남 기 술 사
대구 수성구 상록로 38-1, TEL: 742-1662
한국엔지니어링등록 제E-10-003479호
건축기계설비기술사 95144040008P
채 회 준 (인)



사업명/PROJECT TITLE

[대학혁신지원사업]
스미스관 교육 환경개선 공사

주 기 / NOTE

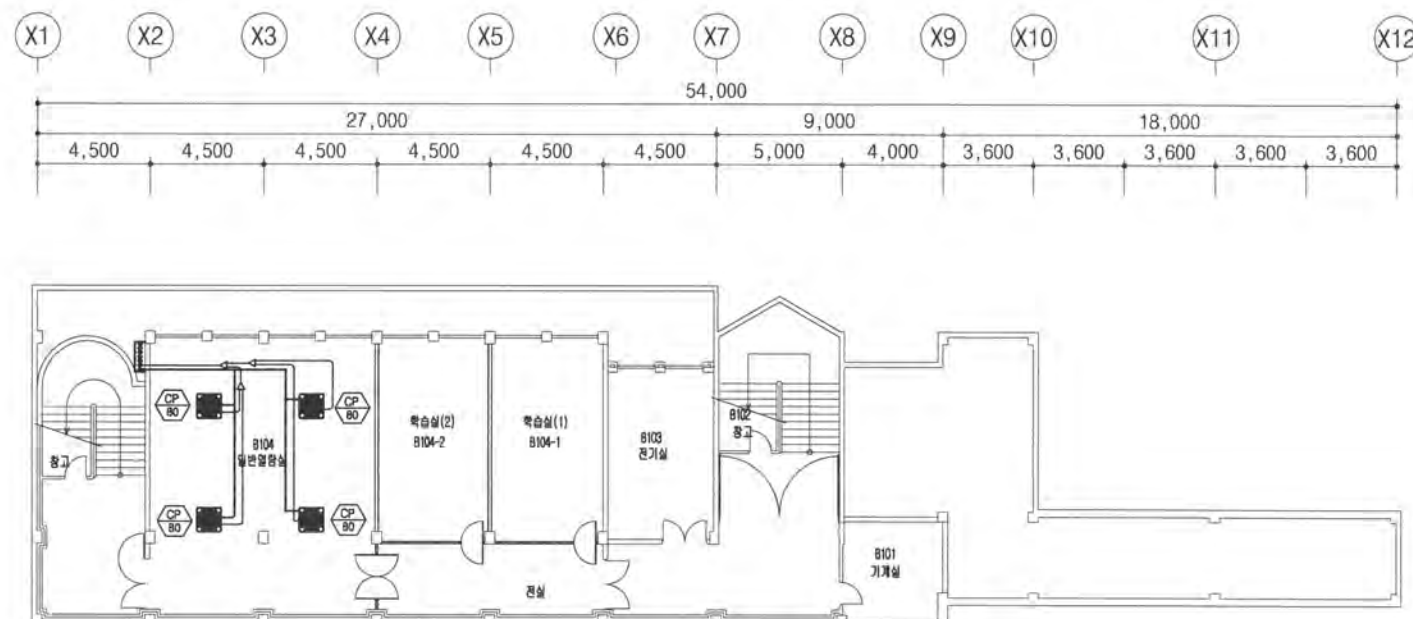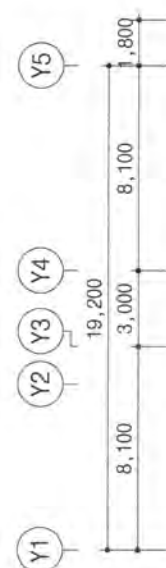

— ~NOTE~

- * 기존 실내기 철거후 신규장비 실내기 교체 * 4대
 - * 기존 냉매배관 및 드레인배관 재사용(임상관 포함) - 실내기 교체에 따른 배관연결 장비업체공사
 - * 기존 실내기, 실외기 교체에 따른 냉매가스 충전 및 냉동가스 검사 인,허가 경비 장비업체 일괄포함
- * 준공 청소 일괄포함

01
M 103

지하1층 냉 난 방 기 배 관 평 면 도

A¹SCALE = 1 : 150
A²SCALE = 1 : 300

(주) 동 남 기 술 사
대구 수성구 상록로 38-1. TEL: 742-1662
한국엔지니어링등록 제E-10-003479호
건축기계설비기술사 95144040008P
채 희 춘 (인)

일자/DATE

2026. 07

도면번호/DRAWING NO.

M-103

도면명/DRAWING TITLE

지하1층냉난방기배관평면도

측척 / SCALE

 
A1: 1/150
A3: 1/300

승인/APPROVED BY

이 성 호 (인)

작성/DRAWING BY

박민규



사업명/PROJECT TITLE

[대학혁신지원사업]
스미스관 교육 환경개선 공사

주기/NOTE

(주) 현대건축사사무소
대구광역시 중구 이천로 180 현대건축빌딩 3F
TEL. (053) 424-0788 / FAX. (053) 421-5514

100

일자/DATE 2026. 07

M-104


도면명/DRAWING TITLE

속적/SCALE

A3. 1/300

승인/APPROVED BY

작성/DRAWING BY 박민규

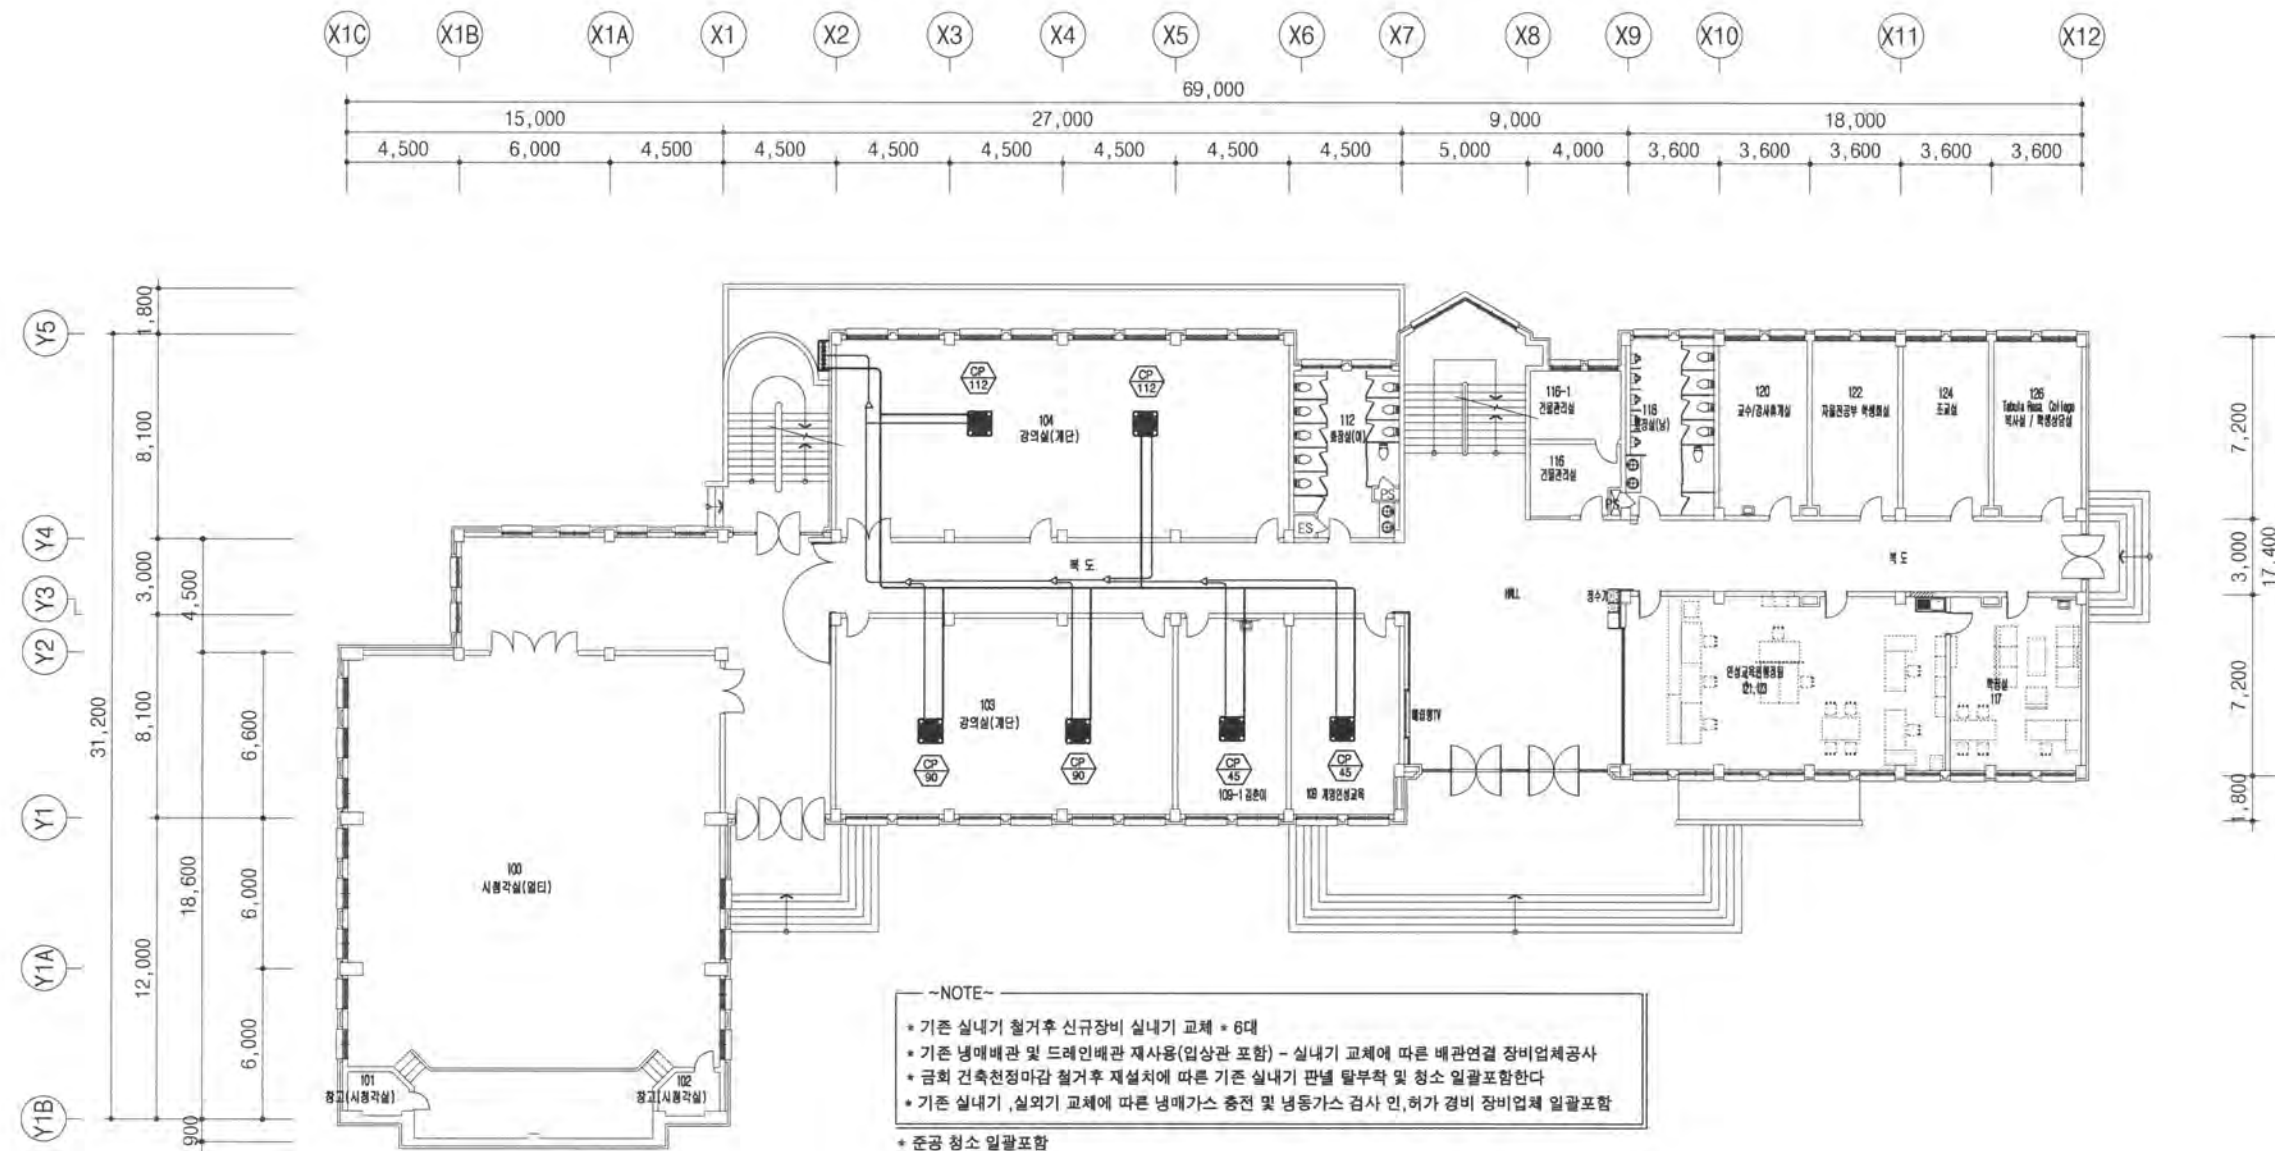

01
M104

1층 냉난방기배관평면도

A' SCALE = 1 : 150
A" SCALE = 1 : 300

(주) 동 남 기 술 사
대구 수성구 상록로 38-1. TEL: 742-1662
한국엔지니어링등록 제E-10-003479호
건축기계설비기술사 95144040008P
채 희 춘 (인)

倍率/SCALE A1: 1/150

승인/APPROVED BY
이 성 호 (인)

작성/DRAWING BY 박민규



건물명/NAME OF THE BUILDING

스미스관

사업명/PROJECT TITLE

[대학혁신지원사업]
스미스관 교육 환경개선 공사

주제/NOTE



(주) 현대건축사사무소
대구광역시 중구 이천로 180 현대건축빌딩 3F
TEL. (053) 424-0788 / FAX. (053) 421-5514
E-mail : hndarchi@naver.com

일자/DATE

2026. 07

도면번호/DRAWING NO.

M-105

도면명/DRAWING TITLE

2층난방기배관평면도

축척/SCALE

A1: 1/150


A3: 1/300

승인/APPROVED BY

이성호 (인)

작성/DRAWING BY

박민규

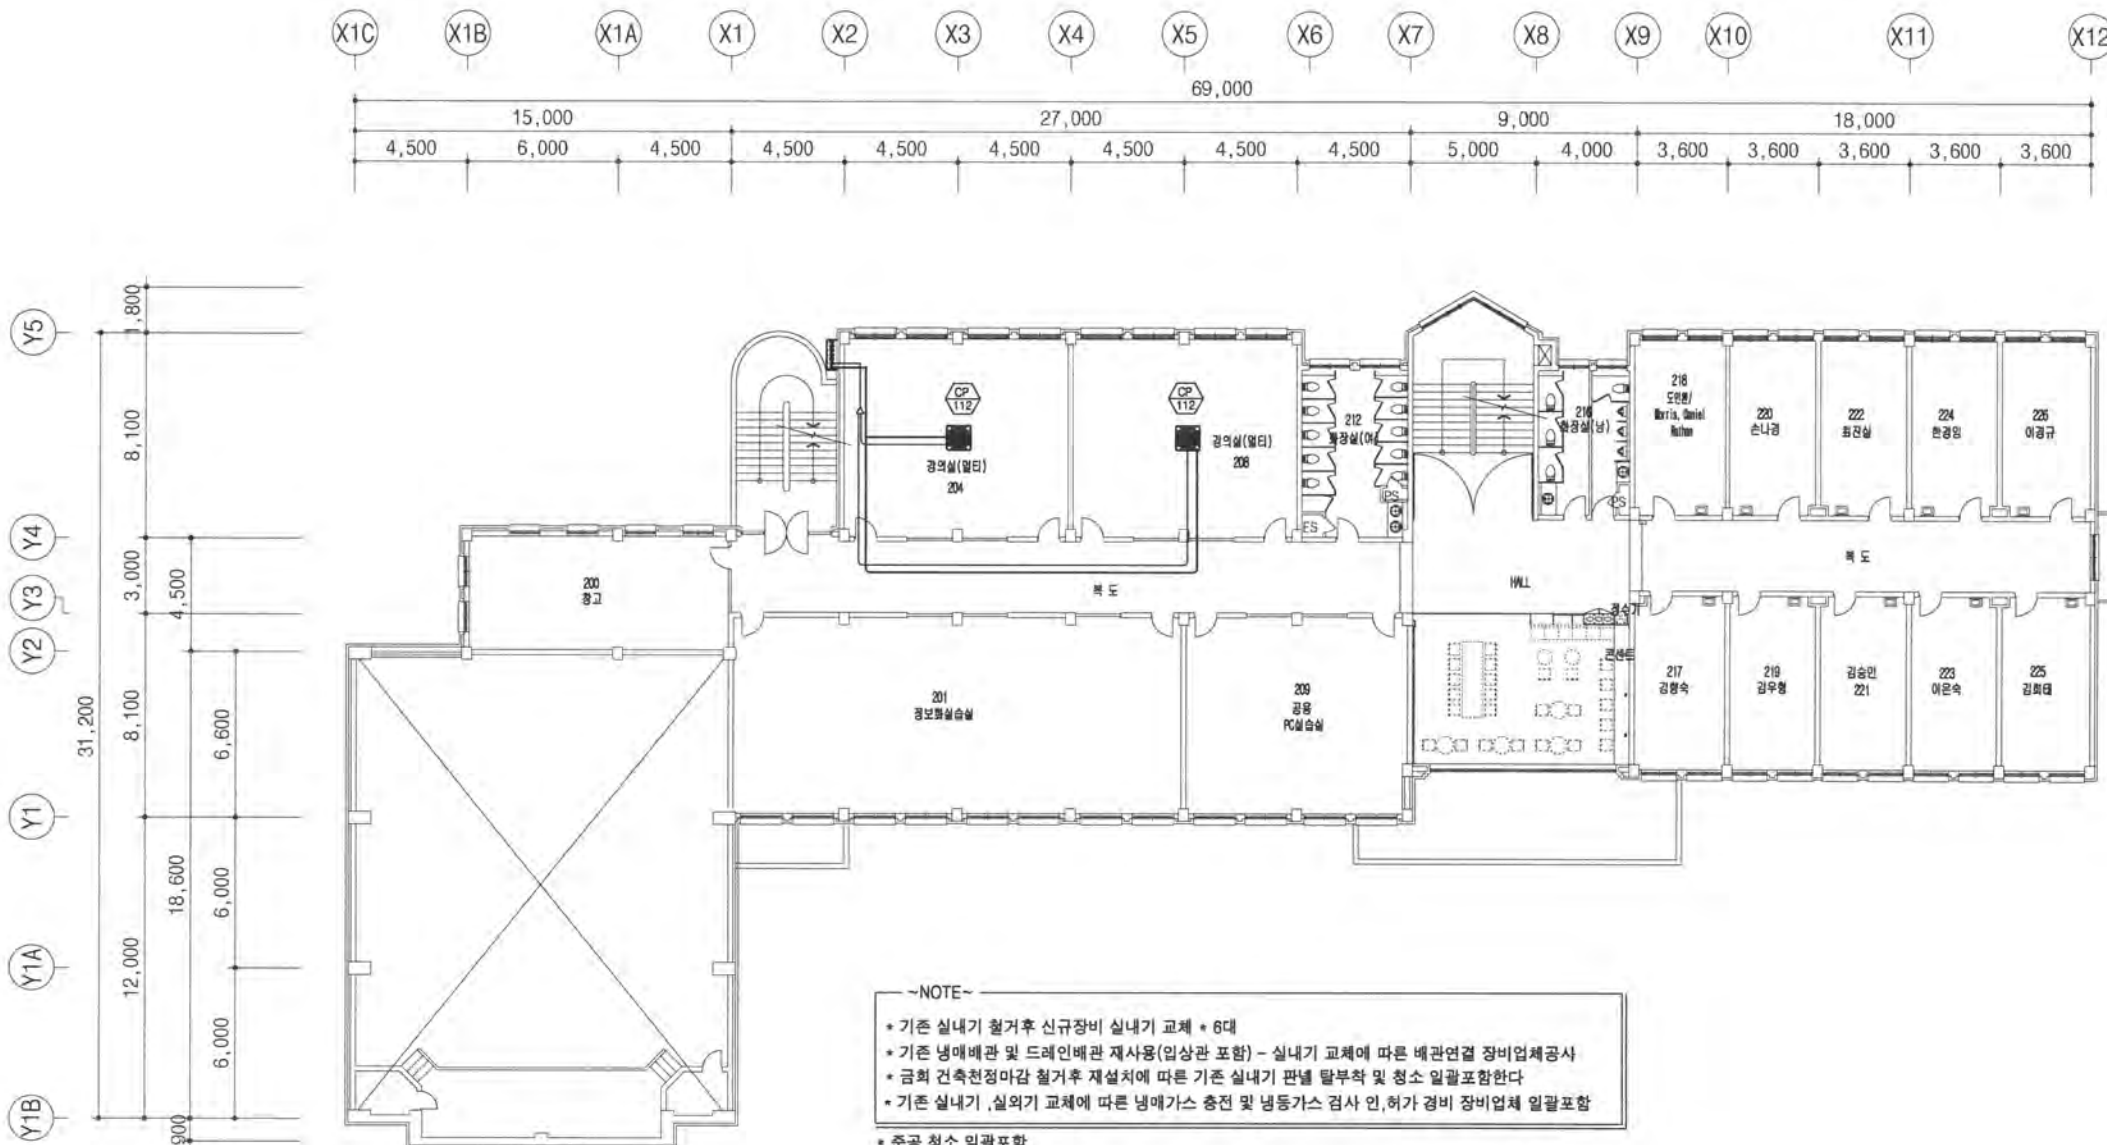

2층냉 난방기 배관 평면도

A'SCALE = 1 : 150
A'SCALE = 1 : 300

(주) 동남기술사
대구 수성구 상목로 38-1, TEL: 742-1662
한국엔지니어링등록 제10-903479호
건축기계설비기술사 96144640008P
채희준 (인)



건물명/NAME OF THE BUILDING

스미스관

사업명/PROJECT TITLE

[대학혁신지원사업]
스미스관 교육 환경개선 공사

주기/NOTE



(주) 현대건축사사무소
대구광역시 중구 이천로 180 현대건축빌딩 3F
TEL. (053) 424-0788 / FAX. (053) 421-5514
E-mail : hdarchi6788@naver.com

일자/DATE

2026. 07

도면번호/DRAWING NO.

M-106

도면명/DRAWING TITLE

3층냉난방기배관평면도

축척/SCALE

A1: 1/150




A3: 1/300

승인/APPROVED BY

이 성 호 (인)

작성/DRAWING BY

박 민 규

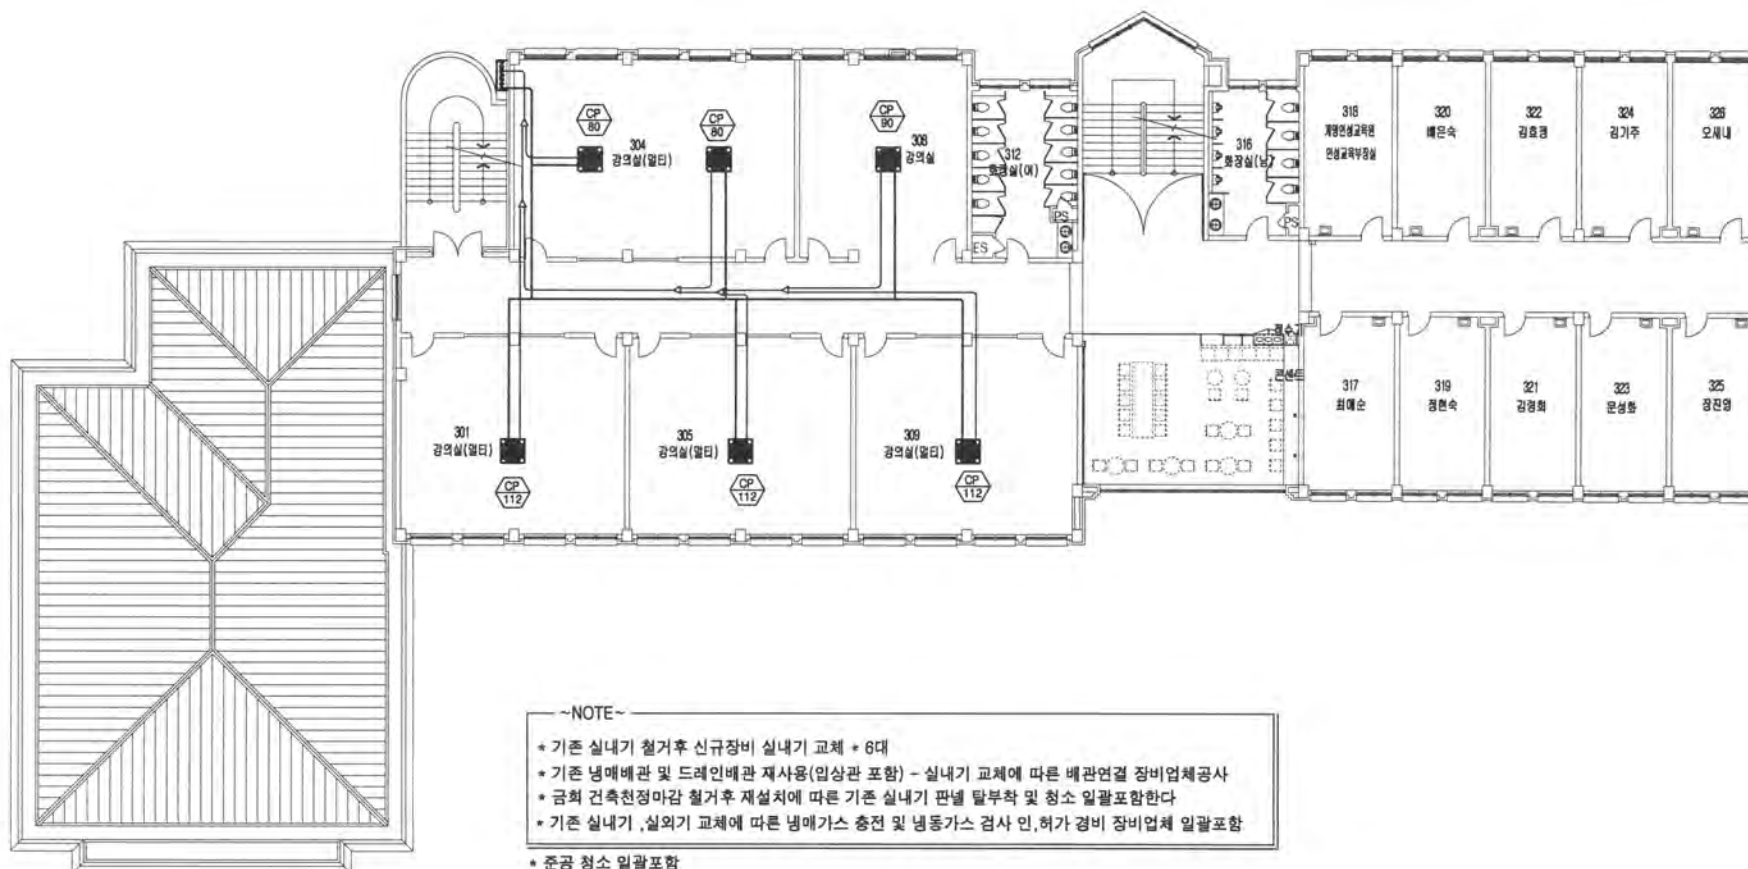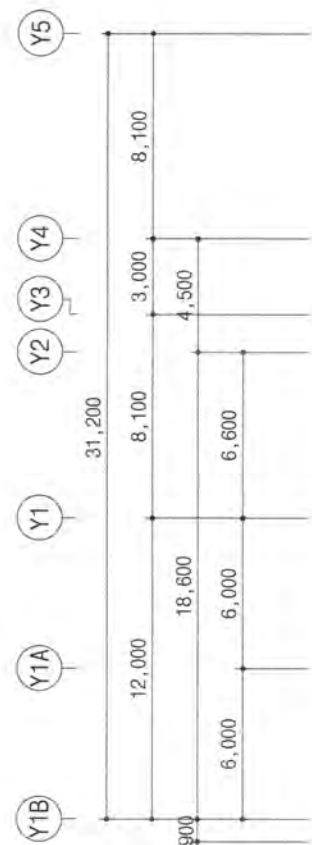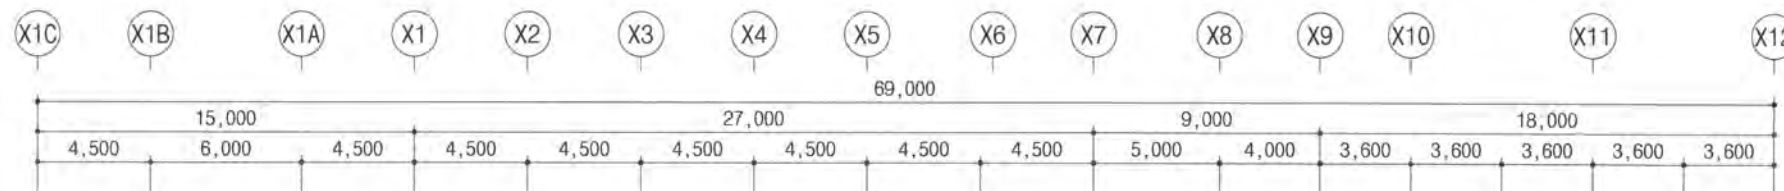

~NOTE~

- * 기존 실내기 철거후 신규장비 실내기 교체 * 6대
- * 기존 냉매배관 및 드레인배관 재사용(임상관 포함) - 실내기 교체에 따른 배관연결 정비업체공사
- * 급회 건축친정마감 철거후 재설치에 따른 기존 실내기 판넬 탈부착 및 청소 일괄포함한다
- * 기존 실내기, 실외기 교체에 따른 냉매가스 충전 및 냉동가스 검사 인, 허가 경비 장비업체 일괄포함
- * 준공 청소 일괄포함

01
M-106

3층냉 난방기배관평면도

A'SCALE = 1 : 150
A'SCALE = 1 : 300

(주) 동 남 기 술 사
대구 수성구 상록로 38-1 TEL: 742-1662
한국엔지니어링등록 제E-10-003479호
건축기계설비기술사 95184040008P
채 회 춘 (인)



사업명/PROJECT TITLE

[대학혁신지원사업]
스미스관 교육 환경개선 공사

주 기 / NOTE

[illegible]

— 15 —

(주) 현대건축사무소
대구광역시 중구 미천로 180 현대건축빌딩

TEL. (053) 424-6788 / FAX. (053) 421-5514
E-mail : hdaichi6788@naver.com

OTI DATE

2026. 07

도면번호/DRAWING NO.

M-107

도면명 / DRAWING TITLE

4층냉단방기배관평면도

A1:	1/150
A3:	1/300

승인/APPROVED BY
이 성 호 (인)

작성/DRAWING BY 박민규

 





- * 기존 실내기 월거후 신규장비 실내기 교체 * 6대
 - * 기존 냉매배관 및 드레인배관 재사용(임상과 포함) - 실내기 교체에 따른 배관연결 장비업체공사
 - * 금회 건축청정마찰 월거후 재설치에 따른 기존 실내기 판별 탈부착 및 청소 일괄포함한다
 - * 기존 실내기, 실외기 교체에 따른 냉매가스 충전 및 냉동가스 검사 인,허가 경비 장비업체 일괄포함
- * 주금 청소 일괄포함

4층 냉난방기배관평면도

A¹SCALE = 1 : 150
A³SCALE = 1 : 300

(주) 동 남 기 술 사
대구 수성구 상록로 38-1 TEL: 742-1662
한국엔지니어링등록 제10-003479호
건축기계설비기술사 95144040008P
채 희 춘 (인)

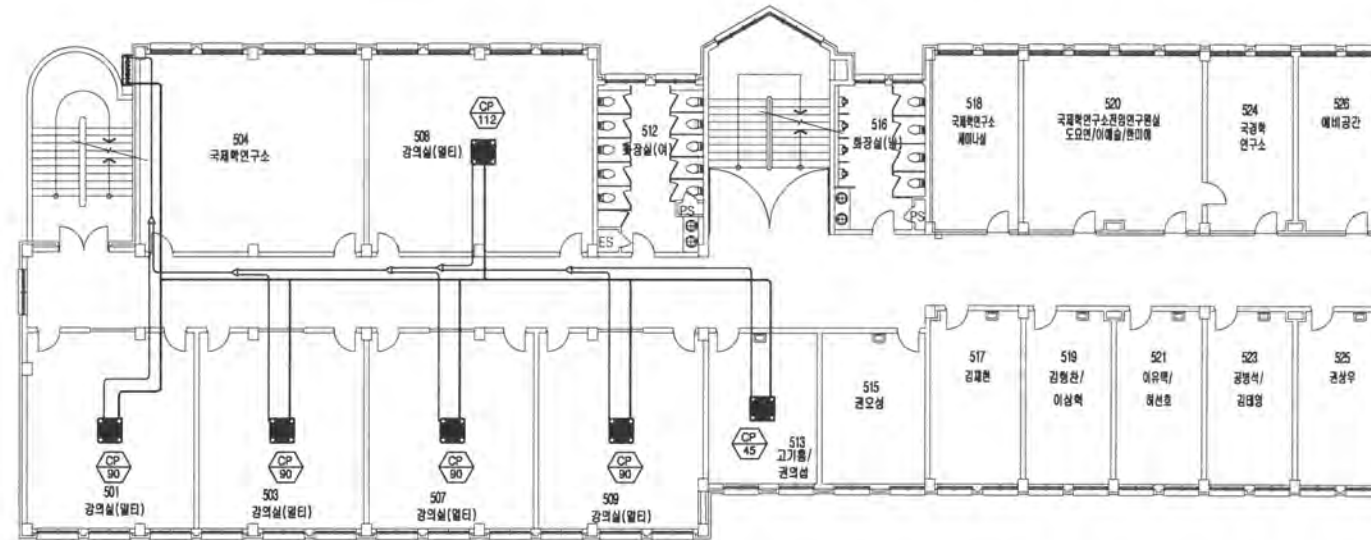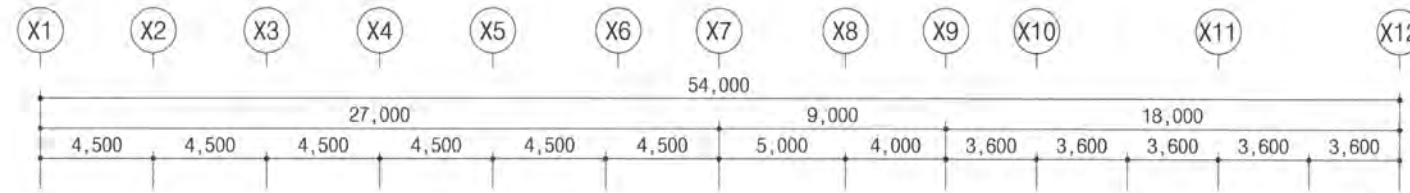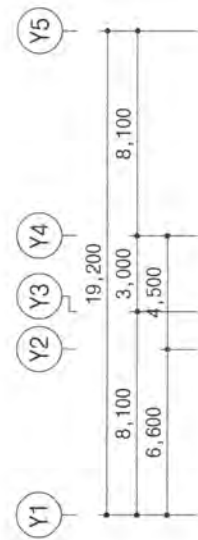

~NOTE~

- 기존 실내기 철거후 신규장비 실내기 교체 * 6대
- 기존 냉매배관 및 드레인배관 재사용(임상관 포함) - 실내기 교체에 따른 배관연결 장비업체공사
- 금회 건축전기감 철거후 재설치에 따른 기존 실내기 판넬 탈부착 및 청소 일괄포함한다
- 기존 실내기,실외기 교체에 따른 냉매가스 충전 및 냉동가스 검사 인,허가 경비 장비업체 일괄포함
- 준공 청소 일괄포함

01
M-108

5층냉난방기배관평면도

A'SCALE = 1 : 150
A'SCALE = 1 : 300

(주) 동남기술사
대구 수성구 상록로 38-1 TEL: 742-1662
한국엔지니어링등록 제10-000479호
건축기계설비기술사 05144040008P
채희준 (인)



건물명/NAME OF THE BUILDING

스미스관

사업명/PROJECT TITLE

[대학혁신지원사업]
스미스관 교육 환경개선 공사

주기/NOTE

Blank area for notes.



(주) 현대건설사무소
대구광역시 중구 이천로 180 현대건설빌딩 3F
TEL. (053) 424-0788 / FAX. (053) 421-5514
E-mail : hdaarchi@naver.com

일자/DATE

2026. 07

도면번호/DRAWING NO.

M-108

도면명/DRAWING TITLE

5층냉난방기배관평면도

축척/SCALE

A1: 1/150
A3: 1/300

승인/APPROVED BY

이성호 (인)

작성/DRAWING BY

박민규



사업명/PROJECT TITLE

[대학혁신지원사업]
스미스관 교육 환경개선 공사

주 기 / NOTE

— ~NOTE~

- * 기존 1층 시청각실(100호실) 설비가 재사용 (단, 철거후 재설치 - 장비연결 배관 및 재어선 일괄 포함)
- * 기존 설비가 철거후 신규장비 설비가 교체 * 5대 / 미사용 설비가 1대 철거포함 - 설비감독관 협의
- * 기존 냉매배관 재사용(임상관 포함) - 설비가 교체에 따른 배관연결 장비업체공사
- * 기존 냉매배관카바 덕트트레이 철거후 교체 - 장비업체공사
- * 기존 설비가 철거후 신규장비 신설설치시 기존설치 현위치에 설치
- * 기존 설비가 철거시 장비기초 H빔 프레임 일괄 철거 - 장비업체공사 포함
- * 기존 장비 설비가 철거후 장비기초(무연크리트) 설치 - 건축공사 / 설비장비기초 도면 참조
- * 기존 실내기, 설비가 교체에 따른 냉매가스 충전 및 냉동가스 검사 인,허가 경비 장비업체 일괄포함

• 준공 청소 일괄포함

옥상층 냉난방기배관평면도

A' SCALE = 1 : 150
A³ SCALE = 1 : 300

(주) 동 남 기 술 사
대구 수성구 상록로 38-1 TEL: 742-1662
한국엔지니어링등록 제E-10-003479호
건축기계설비기술사 95143040008P
채 희 준 (인)

채 회 춘 (인)

일자/DATE

2026. 07

도면번호/DRAWING NO.

M-109

도면명/DRAWING TITLE

옥상층냉난방기배관평면도

학적 / SCALE

A1: 1/150

A3: 1/300

승인 / APPROVED BY

이 성 호 (인)

작성/DRAWING BY

박민규




건물명/NAME OF THE BUILDING

스미스관

사업명/PROJECT TITLE

[대학혁신지원사업]
스미스관 교육 환경개선 공사

주제/NOTE

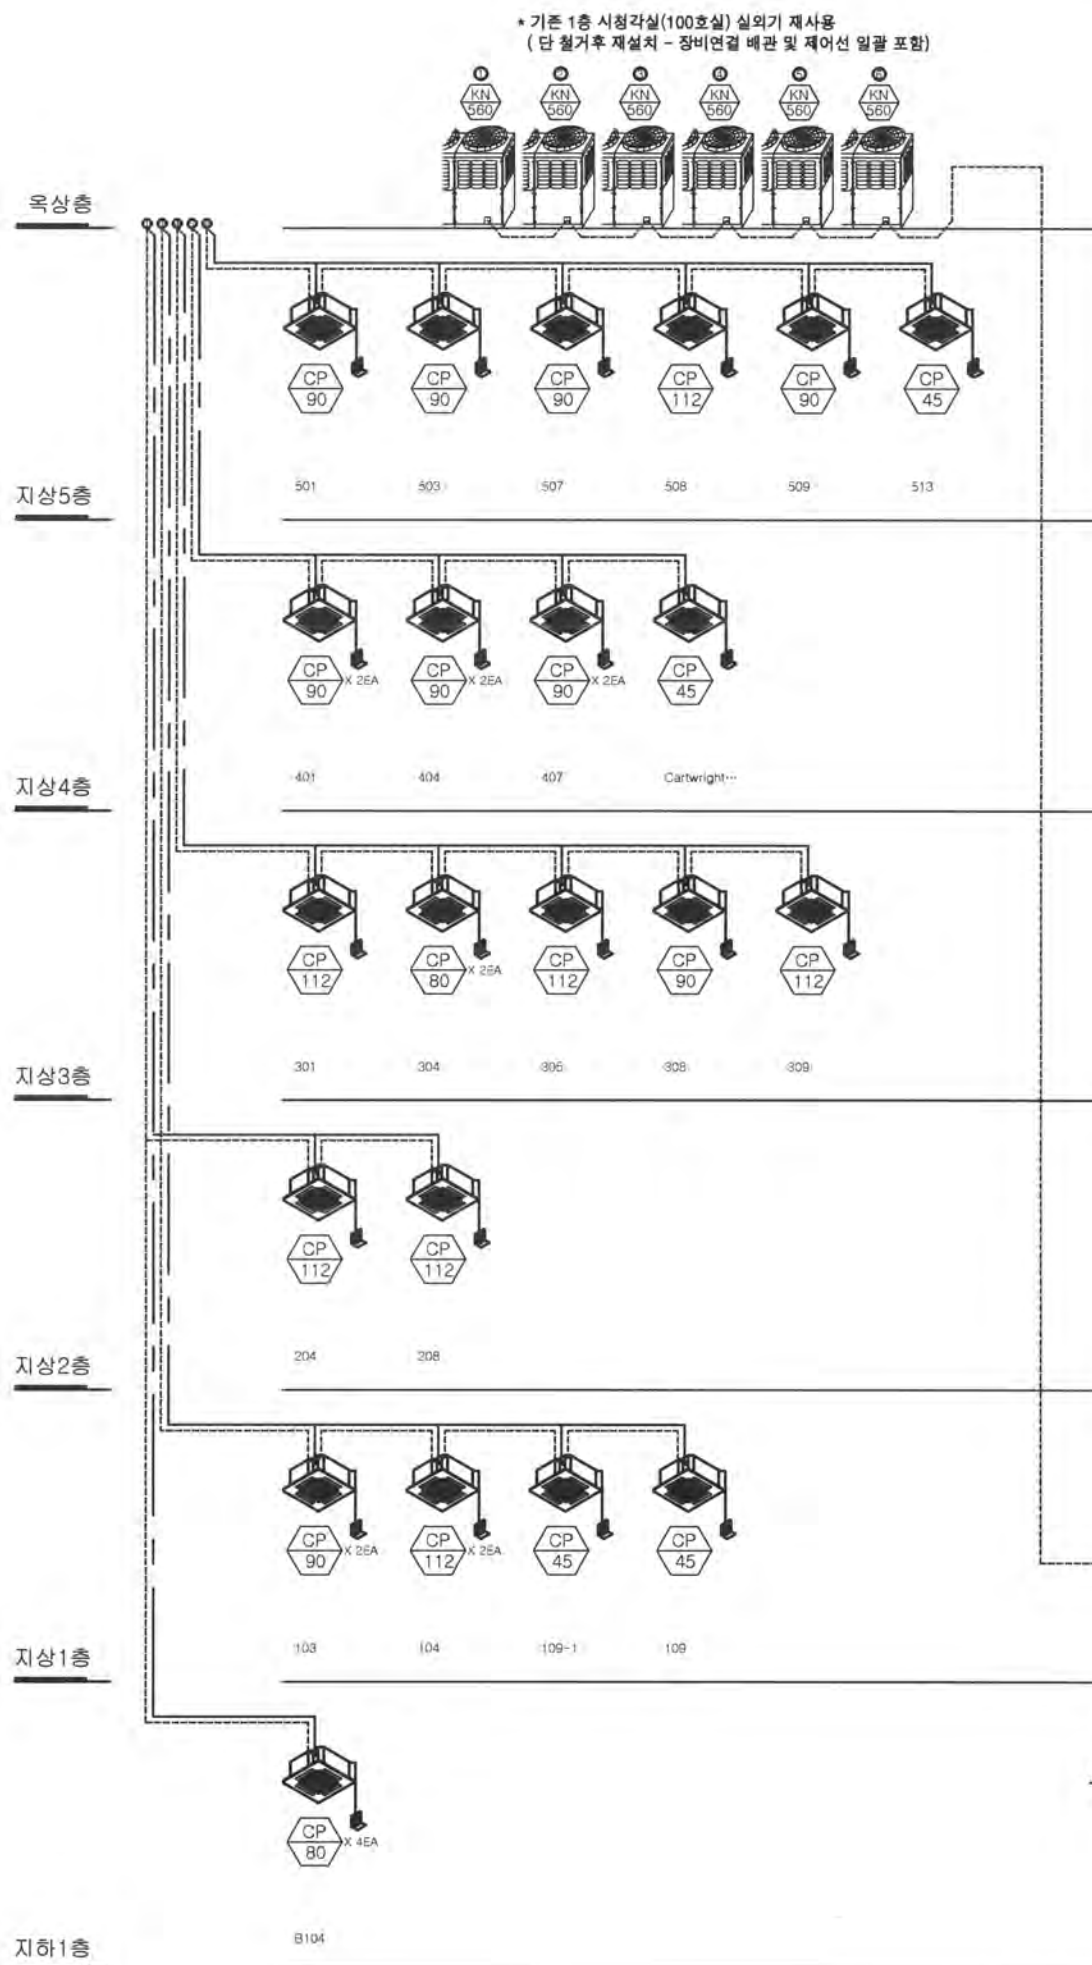

~NOTE~

- 기존 실내기 철거후 신규장비 실내기 교체 • 31대 / 실외기 • 5대 교체 / 1대 재사용(철거후 재설치)
- 기존 제어 배관/배선 재사용(일괄포함) - 실내기 교체에 따른 제어선 연결 장비업체공사
- 실내기 교체에따른 유선리모컨 기존 철거후 신형교체 및 결선 - 장비업체공사
(필요시 리모컨 제어선 연장 / 리모컨 주소값 재사용 / 물딩 등 손상시 복구포함)
- 실내기 교체에따른 전원배선 결선 - 장비업체공사
- 기존 117호실에 설치된 중앙제어기 116호실(관리실)로 이설설치(일괄) - 장비업체공사
(이설 중앙제어기 전원공급 - 전기업체공사)
- 기존 자동제어 학사관리 프로그램과 호환 할것

GHP PC자동 제어



감독관협의설치

감독관협의설치

GHP 냉난방기 제어 계통도

A'SCALE = 1 : NONE
A'SCALE = 1 : NONE

(주) 동남기술사
대구 수성구 상록로 38-1, TEL: 742-1662
한국엔지니어링등록 제E-10-003479호
건축기계설비기술사 95144040008P
채희준 (인)

일자/DATE

2026. 07

도면번호/DRAWING NO.

M-110

도면명/DRAWING TITLE

GHP 냉난방기 제어 계통도

축척/SCALE

A1: NONE
A3: NONE

승인/APPROVED BY

이성호 (인)

작성/DRAWING BY

박민규






사업명/PROJECT TITLE

[대학혁신지원사업]
스미스관 교육 환경개선 공사

주제/NOTE

A horizontal number line with three tick marks. The leftmost tick mark is labeled 3,000. The rightmost tick mark is labeled 10,200. A third tick mark is located exactly halfway between 3,000 and 10,200, and is labeled 7,200.

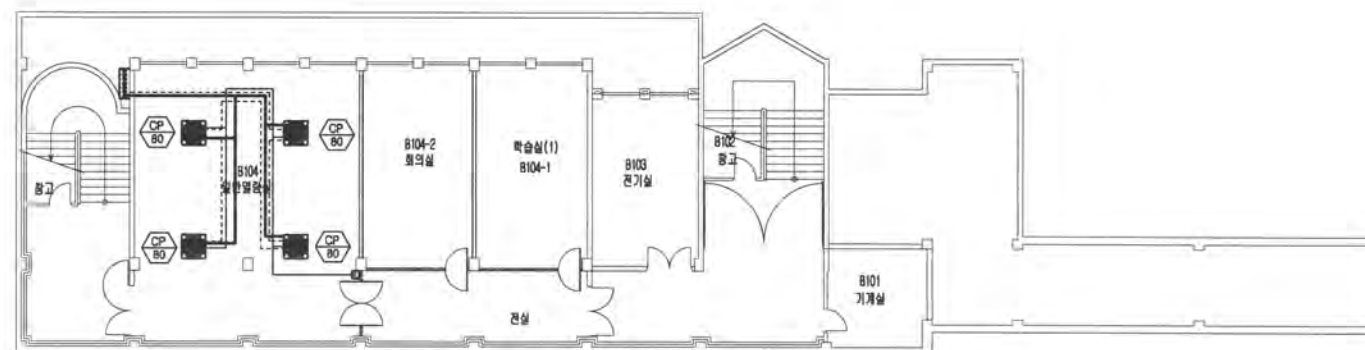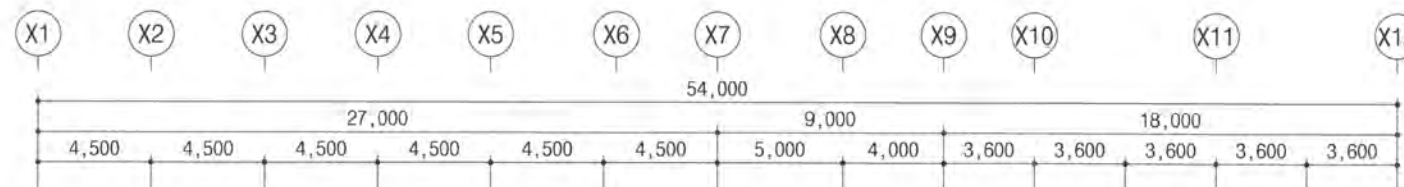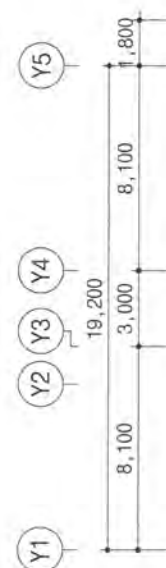

— ~NOTE~

- * 기존 실내기 철거후 신규장비 실내기 교체 * 4대
- * 기존 제어 배관/배선 재사용(임상실) - 실내기 교체에 따른 제어선 연결 장비업체공사
- * 실내기 교체에 따른 유선리모컨 기존 철거후 신형교체 및 결선 - 장비업체공사
(필요시 리모컨 제어선 연장 / 리모컨 주소값 재사용 / 물딩 등 손상시 복구포함)
- * 실내기 교체에따른 전원배선 결선 - 장비업체공사
- * 기존 자동제어 학사관리 프로그램과 호환 할것

01
M111

지하1층 냉 난 방 기 제 어 평 면 도

A' SCALE = 1 : 150
A³ SCALE = 1 : 300

(주) 동 남 기 술 사
대구 수성구 상록로 38-1. TEL: 742-1662
한국엔지니어링등록 제F-10-003479호
건축기계설비기술사 95144040008P
채 희 순 (인)

일자/DATE

2026. 07

도면번호/DRAWING NO.

M-111

도면명/DRAWING TITLE

지하1층냉난방기제어평면도

측척 / SCALE

A1: 1/150

A3: 1/300

승인 / APPROVED BY

이 성 호 (인)

작성/DRAWING BY

박민규



건물명 / NAME OF THE BUILDING

스미스관

사업명 / PROJECT TITLE

[대학혁신지원사업]
스미스관 교육 환경개선 공사

주기 / NOTE

자하1층



(주) 현대건축사사무소
대구광역시 중구 이천로 180 현대건축빌딩 3F
TEL. (053) 424-6788 / FAX. (053) 421-5514
E-mail : hdaarchi@naver.com

일자 / DATE

2026. 07

도면번호 / DRAWING NO.

M-112

도면명 / DRAWING TITLE

1층난방기제어평면도

축척 / SCALE




A1 1/150
A3 1/300

승인 / APPROVED BY

이 성 호 (인)

작성 / DRAWING BY

박 민 규

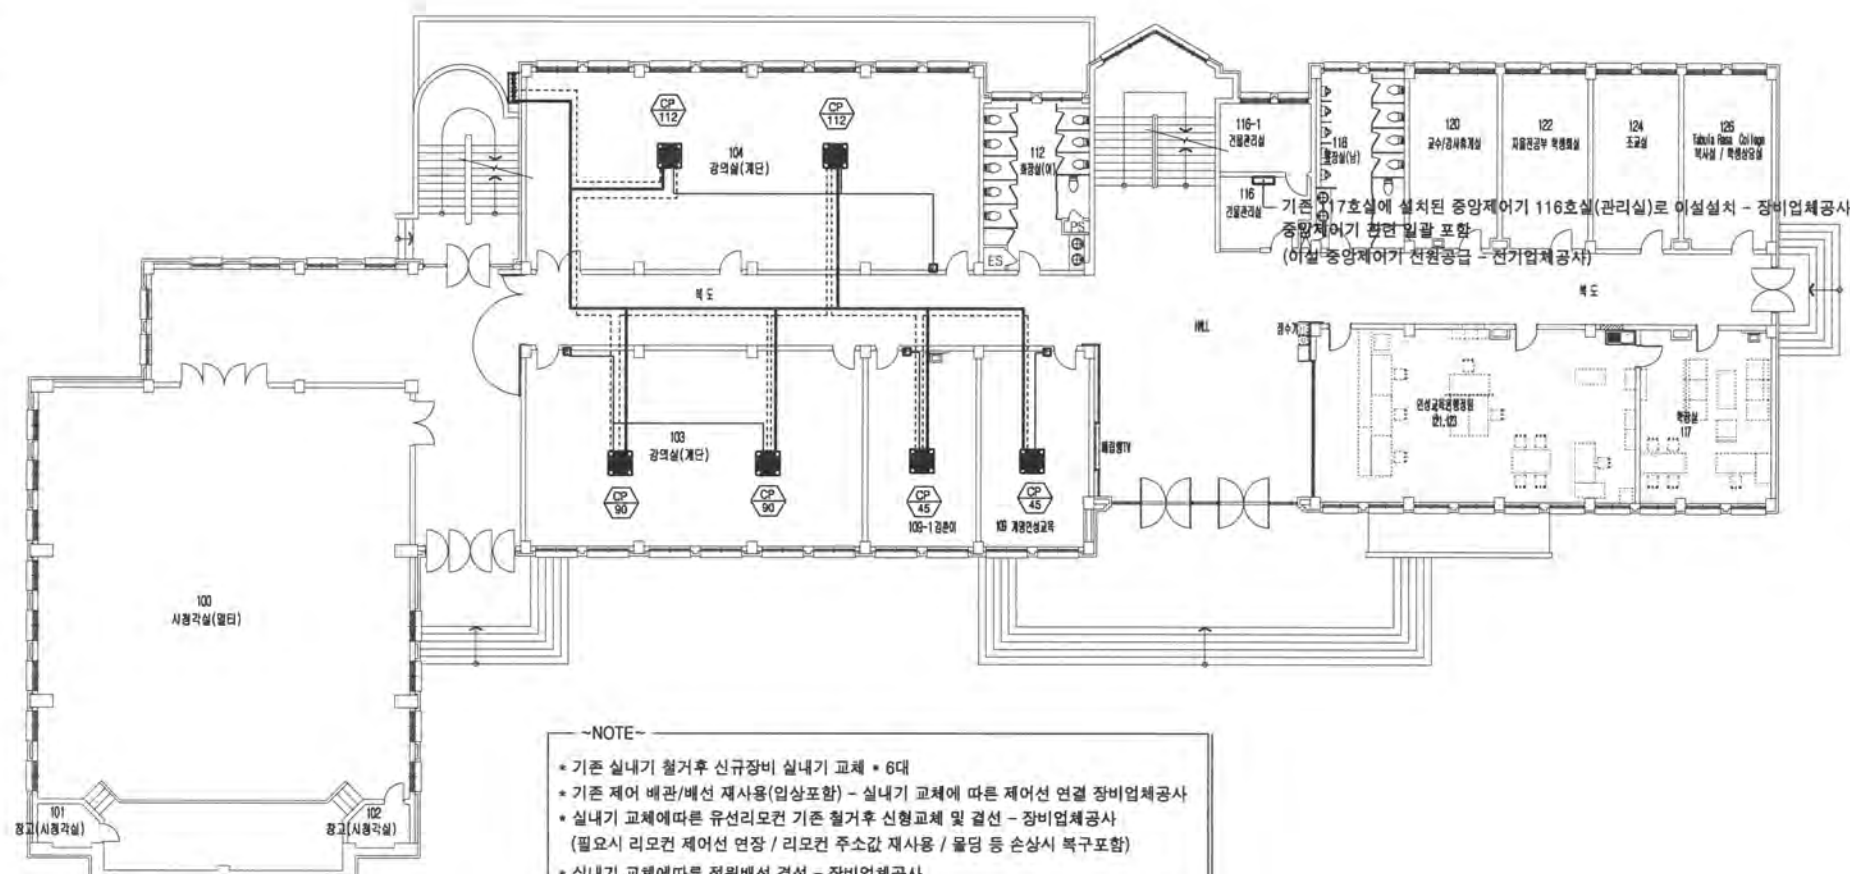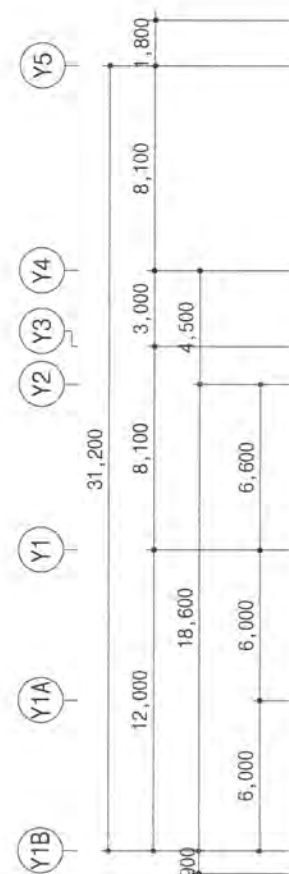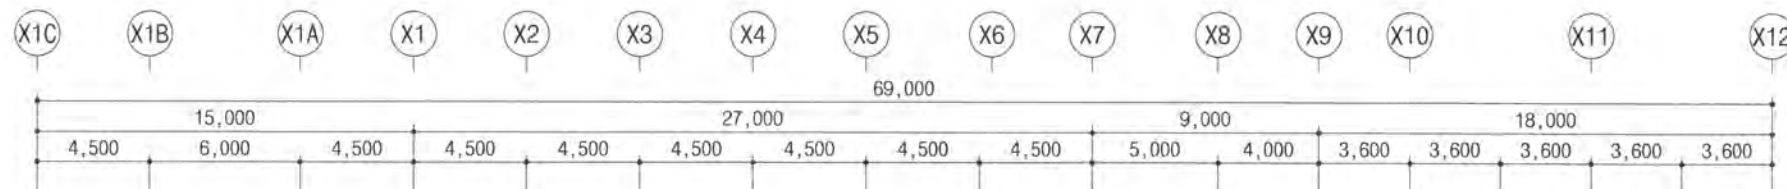

-NOTE-

 
- * 기존 실내기 철거후 신규장비 실내기 교체 • 6대
- * 기존 제어 배관/배선 재사용(임상포함) - 실내기 교체에 따른 제어선 연결 장비업체공사
- * 실내기 교체에 따른 유선리모컨 기존 철거후 신형교체 및 결선 - 장비업체공사
(필요시 리모컨 제어선 연장 / 리모컨 주소값 재사용 / 물딩 등 손상시 복구포함)
- * 실내기 교체에 따른 전원배선 결선 - 장비업체공사
- * 기존 117호실에 설치된 중앙제어기 116호실(관리실)로 이설설치(일괄) - 장비업체공사
(이설 중앙제어기 전원공급 - 전기업체공사)
- * 기존 자동제어 화사관리 프로그램과 호환 할것



1층난방기제어평면도

A' SCALE = 1 : 150
A' SCALE = 1 : 300

(주) 동 남 기 설 사
대구 수성구 상록로 38-1 TEL: 742-1662
한국엔지니어링등록 제10-003479호
건축기계설비기술사 95194040008P
채 회 준 (인)



사범명/PROJECT TITLE

[대학혁신지원사업]
스미스관 교육 환경개선 공사

주 기 / NOTE

1	2	3	466
---	---	---	---	---	---	---	---	---	----	----	-----	-----	
[illegible]

(주) 현대건축사사무소
대구광역시 중구 이천로 180 현대건축빌딩

TEL.(053)424-6788 / FAX.(053)421-5514
E-mail : hderchi678@naver.com

BIRTH DATE:

2026. 07
도면번호/DRAWING NO.

M-113

2층냉난방기제어평면도

A1:	1/150
A3:	1/300

승인/APPROVED BY
이 성 호 (인)

작성/DRAWING BY 박민규



2층 냉난방기 제어 평면도

A¹SCALE = 1 : 150
A³SCALE = 1 : 300

(주) 동 남 기 술 사
대구 수성구 상록로 38-1 TEL: 742-1662
한국엔지니어링등록 제D-10-003479호
건축기계설비기술사 95144040008P
채 희 춘 (인)

채희춘 (인)



건물명 / NAME OF THE BUILDING

스미스관

사업명 / PROJECT TITLE

[대학혁신지원사업]
스미스관 교육 환경개선 공사

주제 / NOTE



(주) 현대건설사무소
대구광역시 중구 어현로 180 현대건설빌딩 3F
TEL. (053) 424-6788 / FAX. (053) 421-5514
E-mail : hdsrch15788@naver.com

일자 / DATE

2026. 07

도면번호 / DRAWING NO.

M-114

도면명 / DRAWING TITLE

3층 냉난방기 제어평면도

축척 / SCALE

A1: 1/150




A3: 1/300

승인 / APPROVED BY

이성호 (인)

작성 / DRAWING BY

박민규

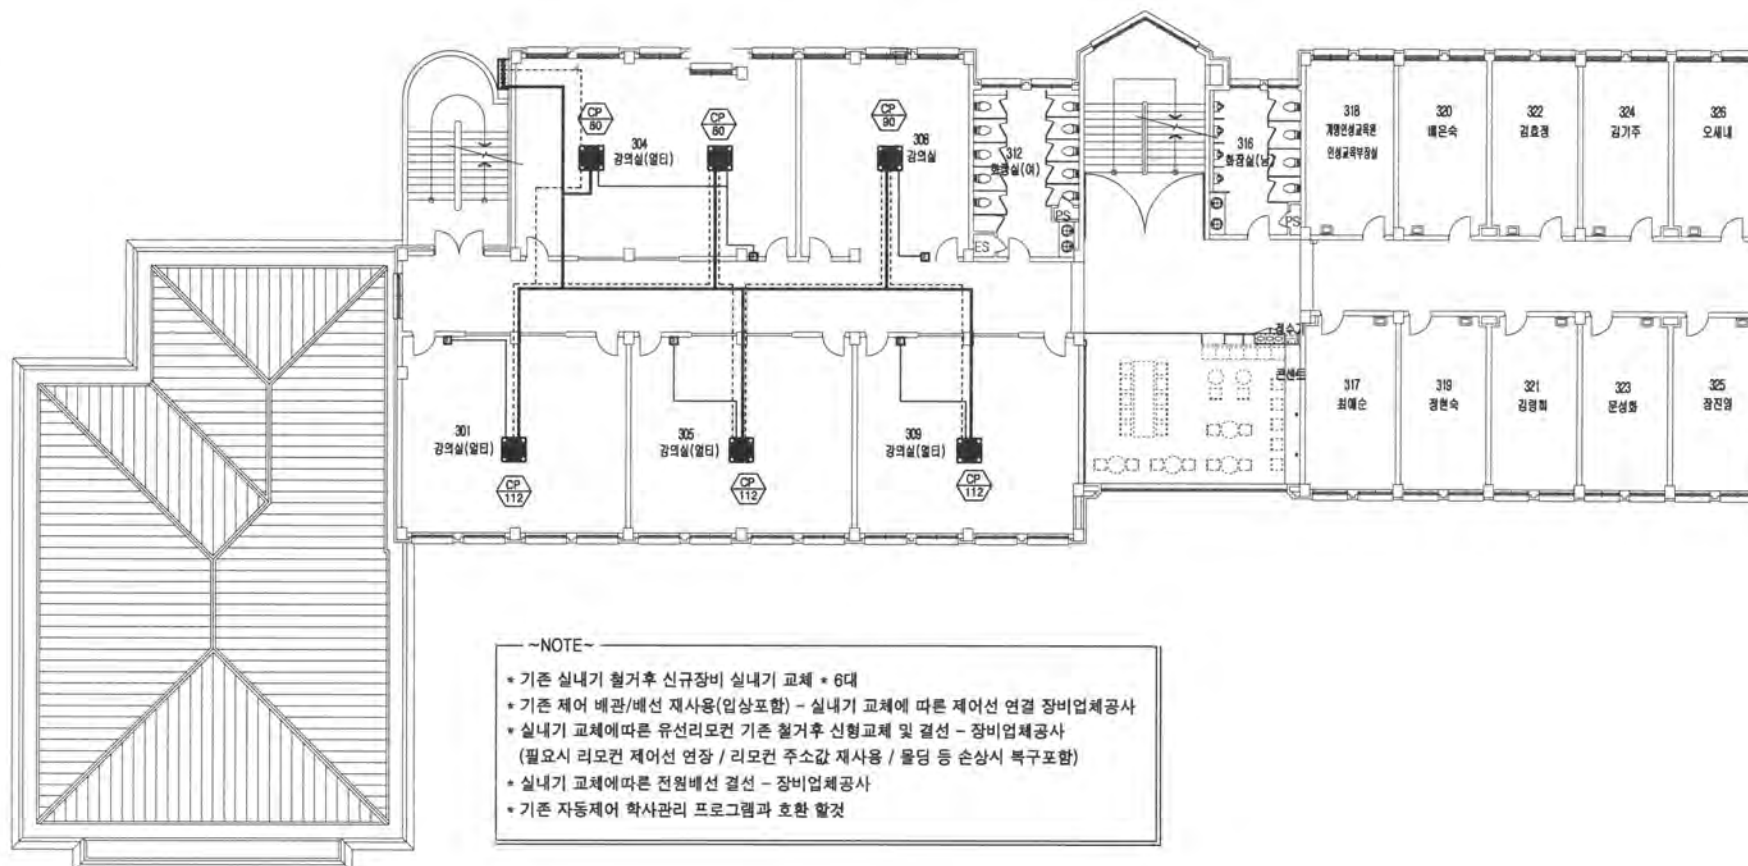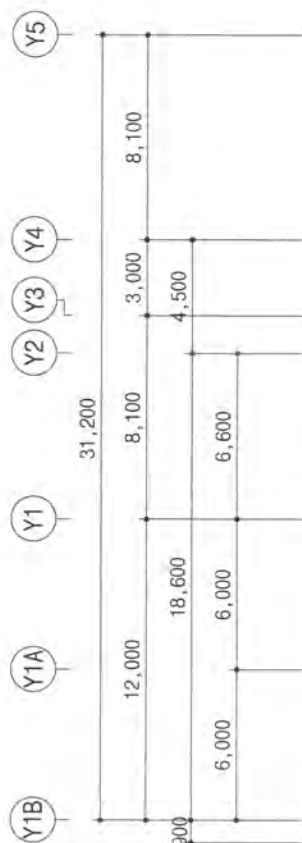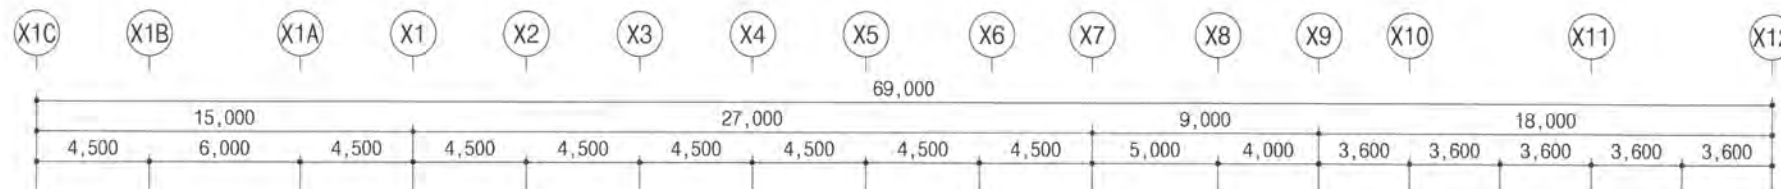

~NOTE~

- 기존 실내기 철거후 신규장비 실내기 교체 • 6대
- 기존 제어 배관/배선 재사용(임상포함) - 실내기 교체에 따른 제어선 연결 장비업체공사
- 실내기 교체에따른 유선리모컨 기존 철거후 신형교체 및 결선 - 장비업체공사
(필요시 리모컨 제어선 연장 / 리모컨 주소값 재사용 / 물딩 등 손상시 복구포함)
- 실내기 교체에따른 전원배선 결선 - 장비업체공사
- 기존 자동제어 학사관리 프로그램과 호환 할것



3층 냉 난방기 제어 평면도

A' SCALE = 1 : 150
A' SCALE = 1 : 300

(주) 동남기술사
대구 수성구 상록로 38-1, TEL: 742-1862
한국엔지니어링등록 제타-10-003479호
건축기계설비기술사 95144040008P
채희준 (인)



건물명 / NAME OF THE BUILDING

스미스관

사업명 / PROJECT TITLE

[대학혁신지원사업]
스미스관 교육 환경개선 공사

주기 / NOTE

(주) 현대건축사무소
대구광역시 중구 아현로 190 현대건축빌딩 3F
TEL. (053) 424-6788 / FAX. (053) 421-5514
E-mail : hdaechi@naver.com

일자 / DATE

2026. 07

도면번호 / DRAWING NO.

M-115

도면명 / DRAWING TITLE

4층 난방기 제어 평면도

축척 / SCALE

 



A1: 1/150
A3: 1/300

승인 / APPROVED BY

이 성 호 (인)

작성 / DRAWING BY

박 민 규

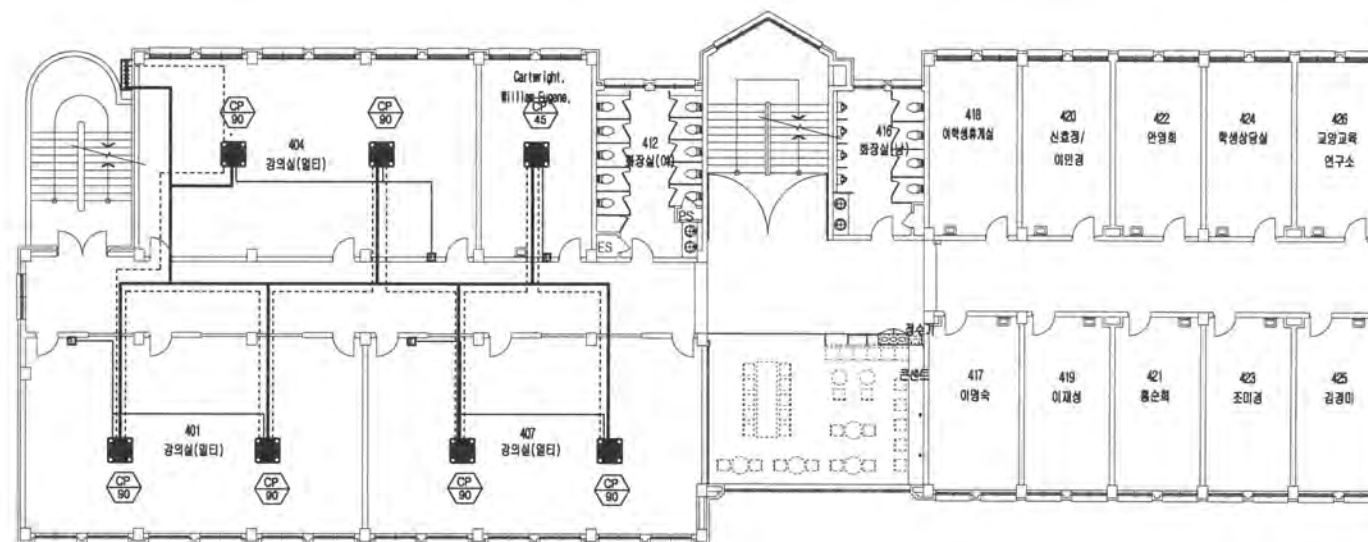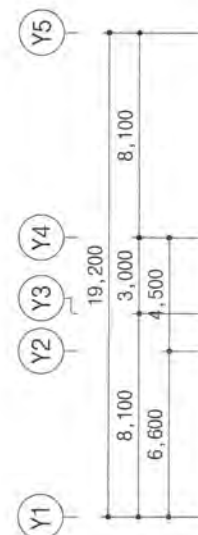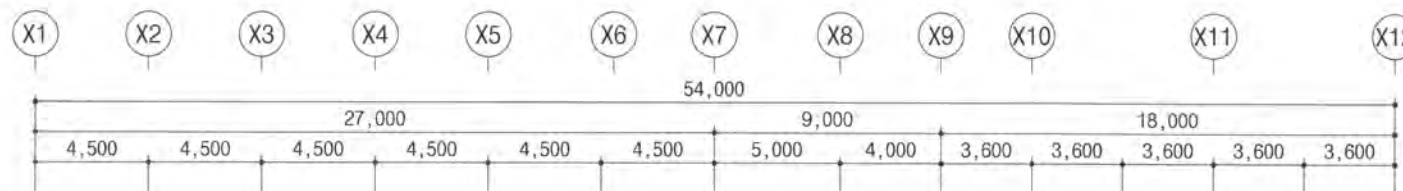

~NOTE~

- * 기존 실내기 철거후 신규장비 실내기 교체 * 7대
- * 기존 제어 배관/배선 재사용(임상포함) - 실내기 교체에 따른 제어선 연결 장비업체공사
- * 실내기 교체에따른 유선리모컨 기존 철거후 신형교체 및 결선 - 장비업체공사
(필요시 리모컨 제어선 연장 / 리모컨 주소값 재사용 / 물딩 등 손상시 복구포함)
- * 실내기 교체에따른 전원배선 결선 - 장비업체공사
- * 기존 자동제어 학사관리 프로그램과 호환 할것

01
M-115

4층 난방기 제어 평면도

A*SCALE = 1 : 150
A*SCALE = 1 : 300

(주) 동 남 기 술 사
대구 수성구 상록로 38-1 TEL: 742-1662
한국엔지니어링등록 제E-10-083479호
건축기계설비기술사 95144040008P
채 회 준 (인)



건물명/NAME OF THE BUILDING

스미스관

사업명/PROJECT TITLE

[대학혁신지원사업]
스미스관 교육 환경개선 공사

주기/NOTE



(주) 현대건축사사무소
대구광역시 중구 이천로 180 현대건축빌딩 3F
TEL. (053) 424-6788 / FAX. (053) 421-5514
E-mail : hddarchi@naver.com

일자/DATE

2026. 07

도면번호/DRAWING NO.

M-117

도면명/DRAWING TITLE

옥상층냉난방기제어평면도

축척/SCALE


 


A1: 1/150
A3: 1/300

승인/APPROVED BY

이성호 (인)

작성/DRAWING BY

박민규

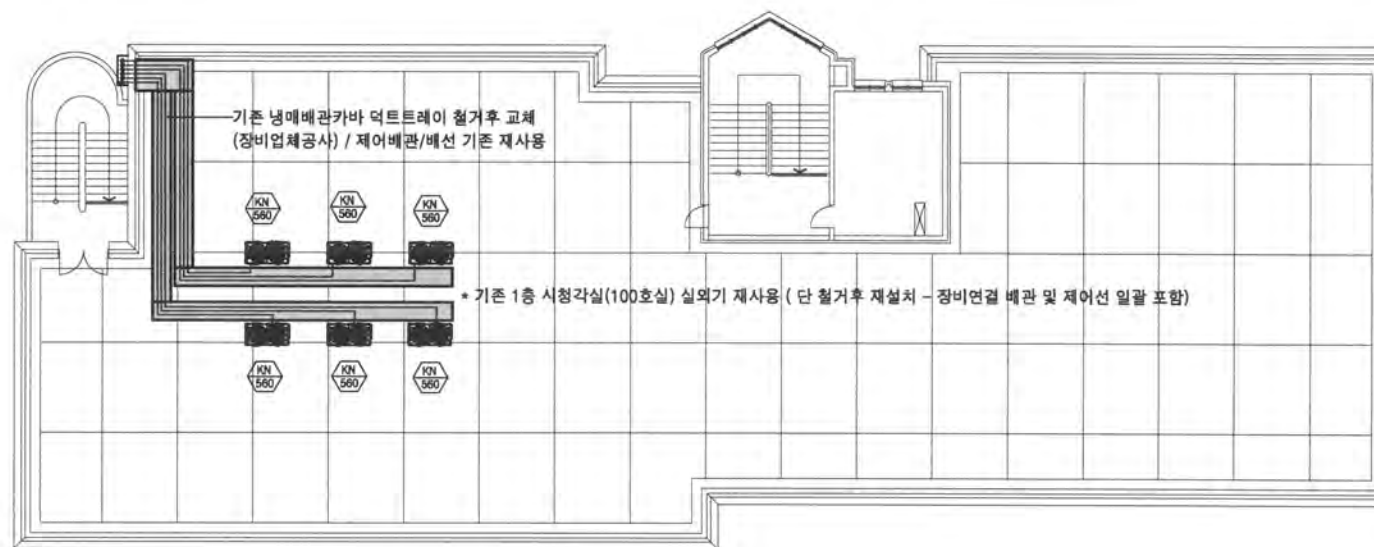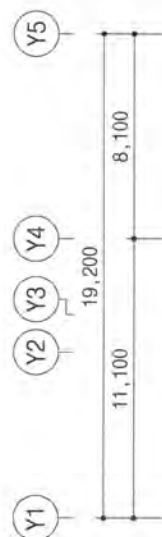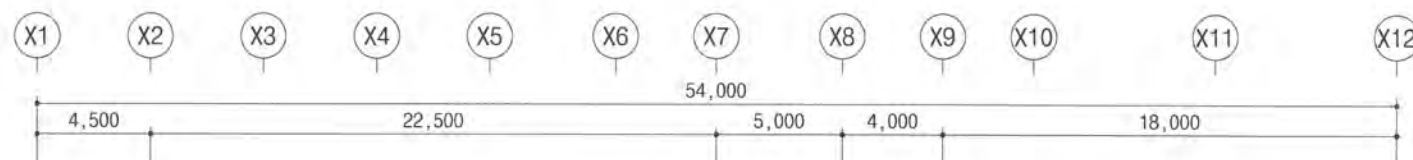

~NOTE~

- * 기존 1층 시험각실(100호실) 실외기 재사용 (단 철거후 재설치 - 장비연결 배관 및 제어선 일괄 포함)
- * 기존 실외기 철거후 신규장비 실외기 교체 * 5대
- * 기존 제어 배관/배선 재사용(입상포함) - 실외기 교체에 따른 제어선 연결 장비업체공사
- * 실외기 교체에 따른 동력전원 배관 / 배선 결선 - 장비업체공사
- * 기존 자동제어 학사관리 프로그램과 호환 할것

01
M-117

옥상층냉난방기제어평면도

A1 SCALE = 1 : 150
A3 SCALE = 1 : 300

(주) 동남기술사
대구 수성구 상록로 38-1, TEL: 742-1662
한국엔지니어링등록 제10-003479호
건축기계설비기술사 95144040008P
채희준 (인)



건물명 / NAME OF THE BUILDING

스미스관

사업명 / PROJECT TITLE

[대학혁신지원사업]
스미스관 교육 환경개선 공사

주요 / NOTE



(주) 현대건축사사무소
대구광역시 중구 이천로 180 현대건축빌딩 3F
TEL. (053) 424-6788 / FAX. (053) 421-5514
E-mail : hderchi18700@naver.com

일자 / DATE

2026. 07

도면번호 / DRAWING NO.

M-118

도면명 / DRAWING TITLE

옥상층 장비기초평면도

축척 / SCALE


A1: 1/60
A3: 1/120

승인 / APPROVED BY

이 성 호 (인)

작성 / DRAWING BY

박 민 규

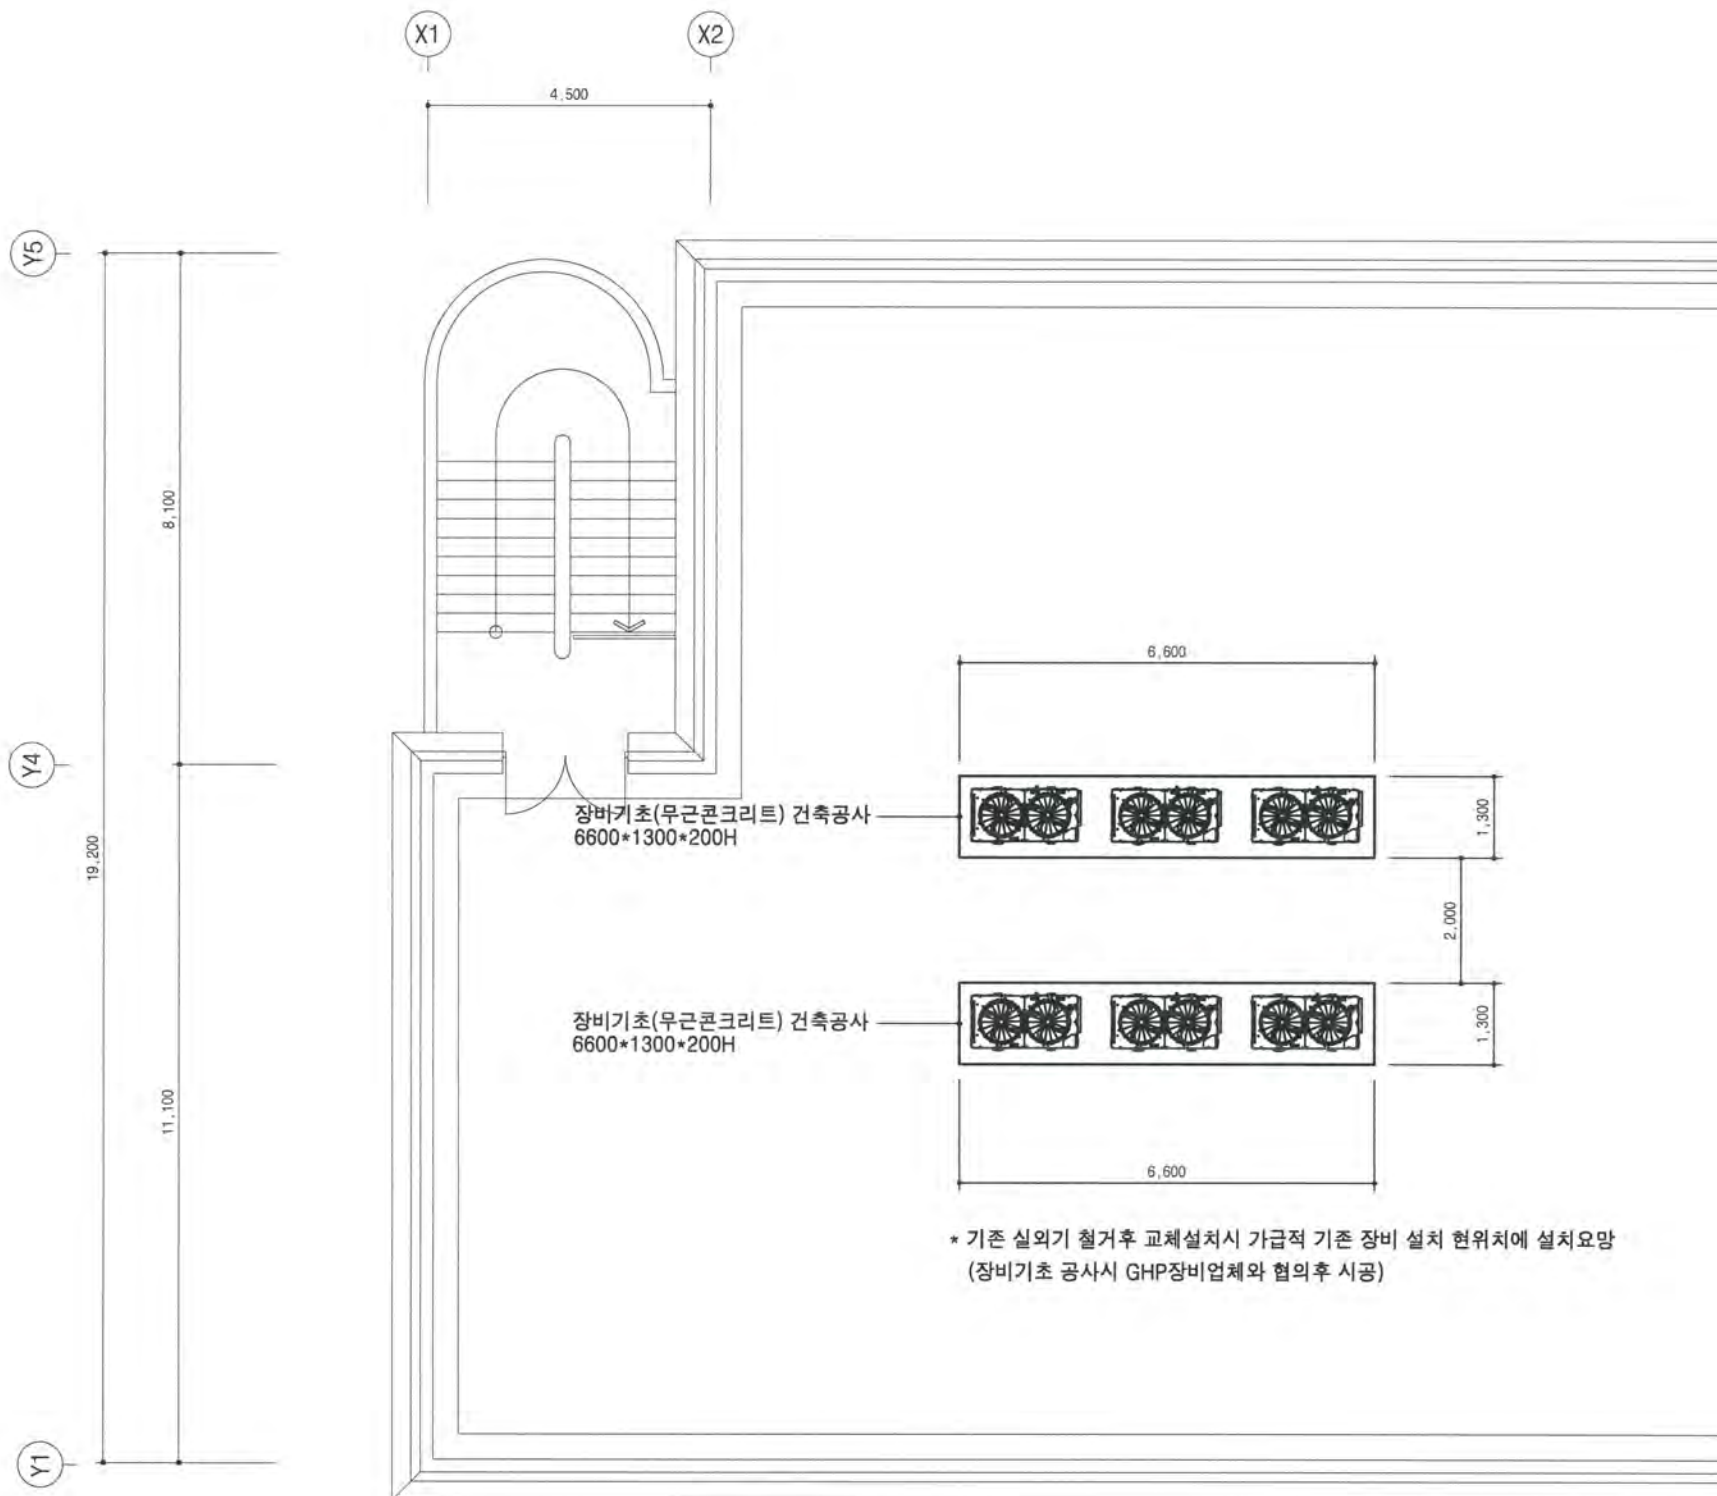

01
M-118

옥상층 장비배치 평면도

A*SCALE = 1 : 60
A*SCALE = 1 : 120

(주) 동 남 기 술 사
대구 수성구 상록로 38-1 TEL: 742-1662
한국엔지니어링등록 제10-003479호
건축기계설비기술사 95144040008P
채 회 훈 (인)



건물명 / NAME OF THE BUILDING


스미스관

사업명 / PROJECT TITLE

[대학혁신지원사업]
스미스관 교육 환경개선 공사

주기 / NOTE

*기존세면기배관은 현장여건에 따라 다소차이가 있을수 있음
감독관 협의시공

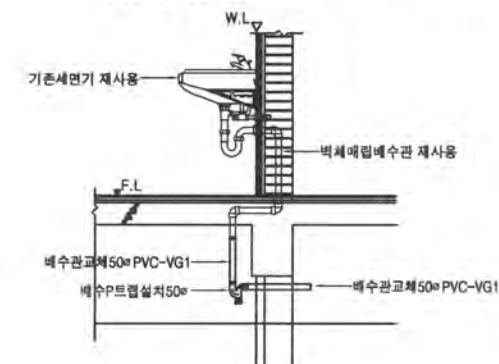

기존 세면기 배수관 상세도

~ NOTE ~

- 기존 급수배관 재사용 (급수관 -스텐)
- 급수관 신설 급수관 및 배수관
- 기존 세면기 및 약세시리 재사용(급수배관 포함)
- 신설 급수배관 스텐레스 80mm 이하 2.5T / 100mm 이상 3.0T (아르곤용접)
- 배관보온 - 난연 가교발포 보온폼 25T
- 신설 배수관 - PVC-VG1 (DRF 접합) - 기존세면기 배수관(주철관) 철거후 교체
- 세면기 배수관(하부층 천정) 기존 주철관 교체시 세면기하부층 P트랩 신설(전체)
- 신설밸브류 - 급수 / 50mm 이하 볼밸브(스텐보온형), 65mm 이상 버터플라이 밸브(기어식)
- 모든 워싱기구 및 기기류 배관연결 바닥, 벽체 코아작업, 활석작업 설비공사에 포함한다
- 단 바닥설비관 및 벽체 마감 - 일괄건축공사
- 기존세면기 배수 벽체매립 배관 재사용 (급수배관 포함)
- 배관은 현장여건에 따라 다소 차이가 있을 수 있으며 도급자는 현장조 및 감독관 협의하여 사용하는데 지장이 없도록 시공하여야 한다
- 각층 설비배관공사에 따른 건축현청미감 철거 및 재설치 일괄 건축공사



(주) 현대건설사무소
대구광역시 중구 이천로 180 현대건설빌딩 3F
TEL. (053) 424-6788 / FAX. (053) 421-5514
E-mail : hdsrch16788@naver.com

일자 / DATE

2026. 07

도면번호 / DRAWING NO.

M-202

도면명 / DRAWING TITLE

2층위생배관평면도

축척 / SCALE

A1: 1/60

A3: 1/120

승인 / APPROVED BY

이성호 (인)

작성 / DRAWING BY

박민규

(주) 동남기술사
대구 수성구 상록로 38-1 TEL: 742-1662
한국엔지니어링등록 제18-003479호
건축기계설비기술사 95144040008P
채회춘 (인)

01
M202

2층 위생배관 평면도

A*SCALE = 1 : 60
A*SCALE = 1 : 120




건물명/NAME OF THE BUILDING

스미스관


사업명/PROJECT TITLE

[대학혁신지원사업]
스미스관 교육 환경개선 공사

주기/NOTE

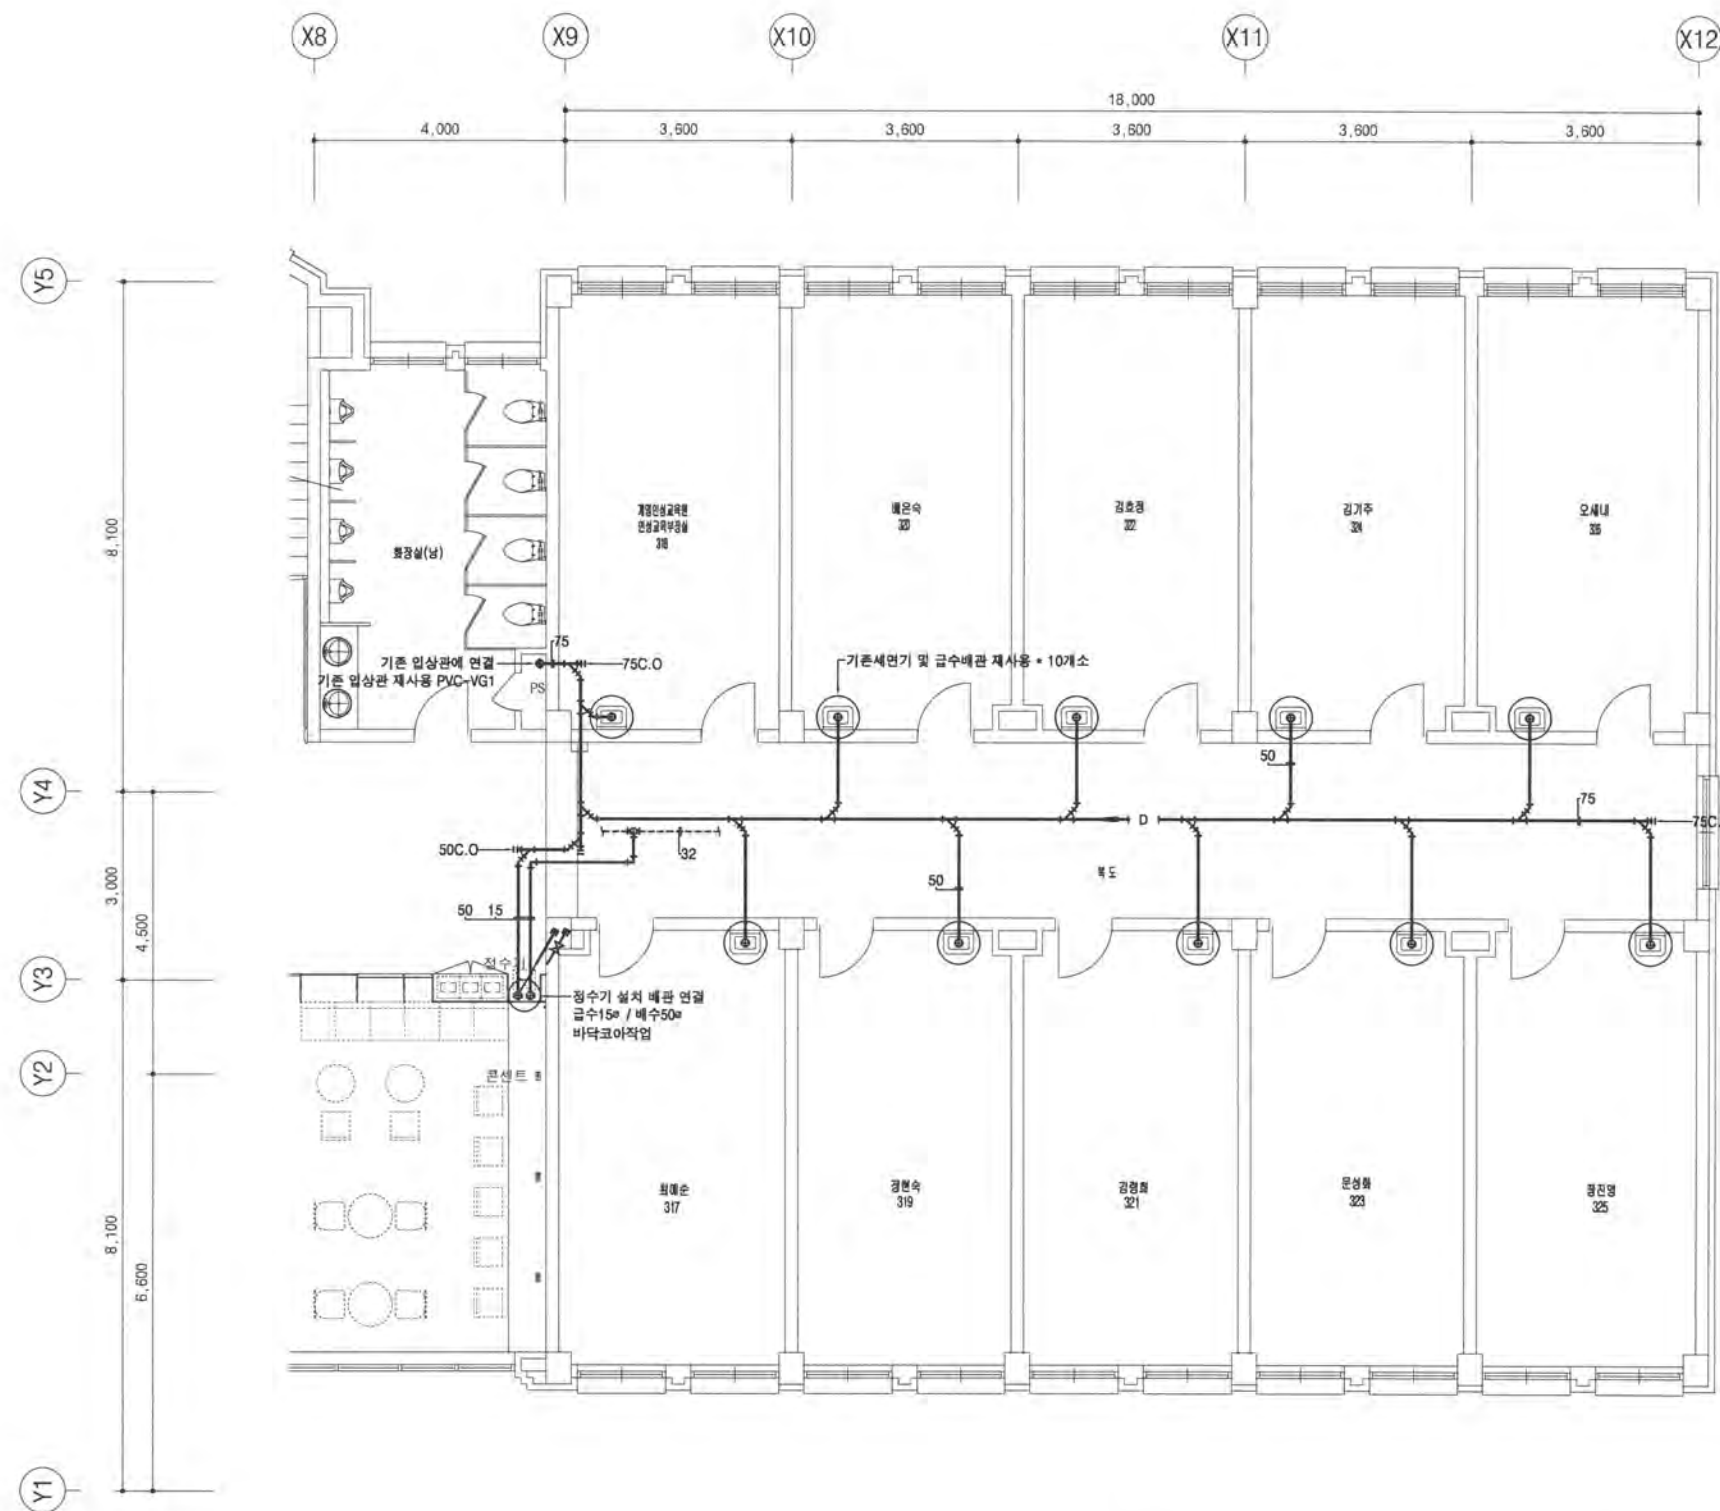

기존세면기배관은 현장여건에 따라 다소차이가 있을수 있음
감독관 협의시공

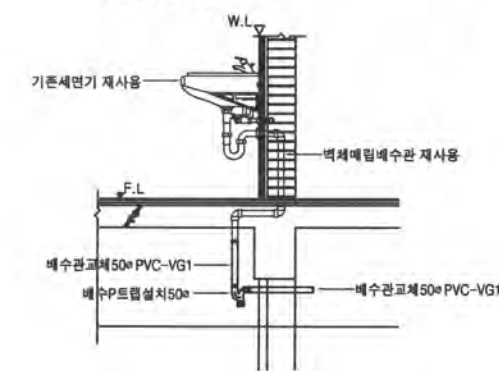

기존 세면기 배수관 상세도

- NOTE -

- 기존 급수배관 재사용 (급수관 -스텐)
- 급수관 신설 급수관 및 배수관
- 기존 세면기 및 악세사리 재사용(급수배관포함)
- 신설 급수배관 스텐레스 80mm 이하2.5T / 100mm 이상 3.0T (아프콘용접)
- 배관보온 - 난연 가교발포 보온용 25T
- 신설 배수관 - PVC-VG1 (DRF 접합) - 기존세면기 배수관(주철관) 철거후 교체
- 세면기 배수관(하부층 천정) 기존 주철관 교체시 세면기하부층 P트랩 신설(전체)
- 신설밸브류 - 급수 / 50mm 이하 볼밸브(스텐드온형), 65mm 이상 버터플라이 밸브(기어식)
- 모든 위생기구 및 기기류 배관연결 바닥,벽체 코아작업,활석작업 설비공사에 포함한다 단 바닥매설배관 및 벽체 마감 - 일괄건축공사
- 기존세면기 배수 벽체매립 배관 재사용 (급수배관 포함)
- 배관은 현장여건에 따라 다소 차이가 있을 수 있으며 도급자는 현장조 및 감독관 협의하여 사용하는데 지장이 없도록 시공하여야 한다
- 각종 설비배관공사에 따른 건축현장마감 철거 및 재설치 일괄 건축공사

01
M-203

3층 위생배관 평면도

A*SCALE = 1 : 60
A*SCALE = 1 : 120

(주) 동남기술사
대구 수성구 상목로 38-1 TEL: 742-1662
한국엔지니어링등록 제149-003479호
건축기계설비기술사 95144040008P
채희준 (인)

일자/DATE

2026. 07

도면번호/DRAWING NO.

M-203

도면명/DRAWING TITLE

3층위생배관평면도

축척/SCALE

A1: 1/60

A3: 1/120

승인/APPROVED BY

이성호 (인)

작성/DRAWING BY

박민규




건물명 / NAME OF THE BUILDING

스미스관


사업명 / PROJECT TITLE

[대학혁신지원사업]
스미스관 교육 환경개선 공사

주기 / NOTE

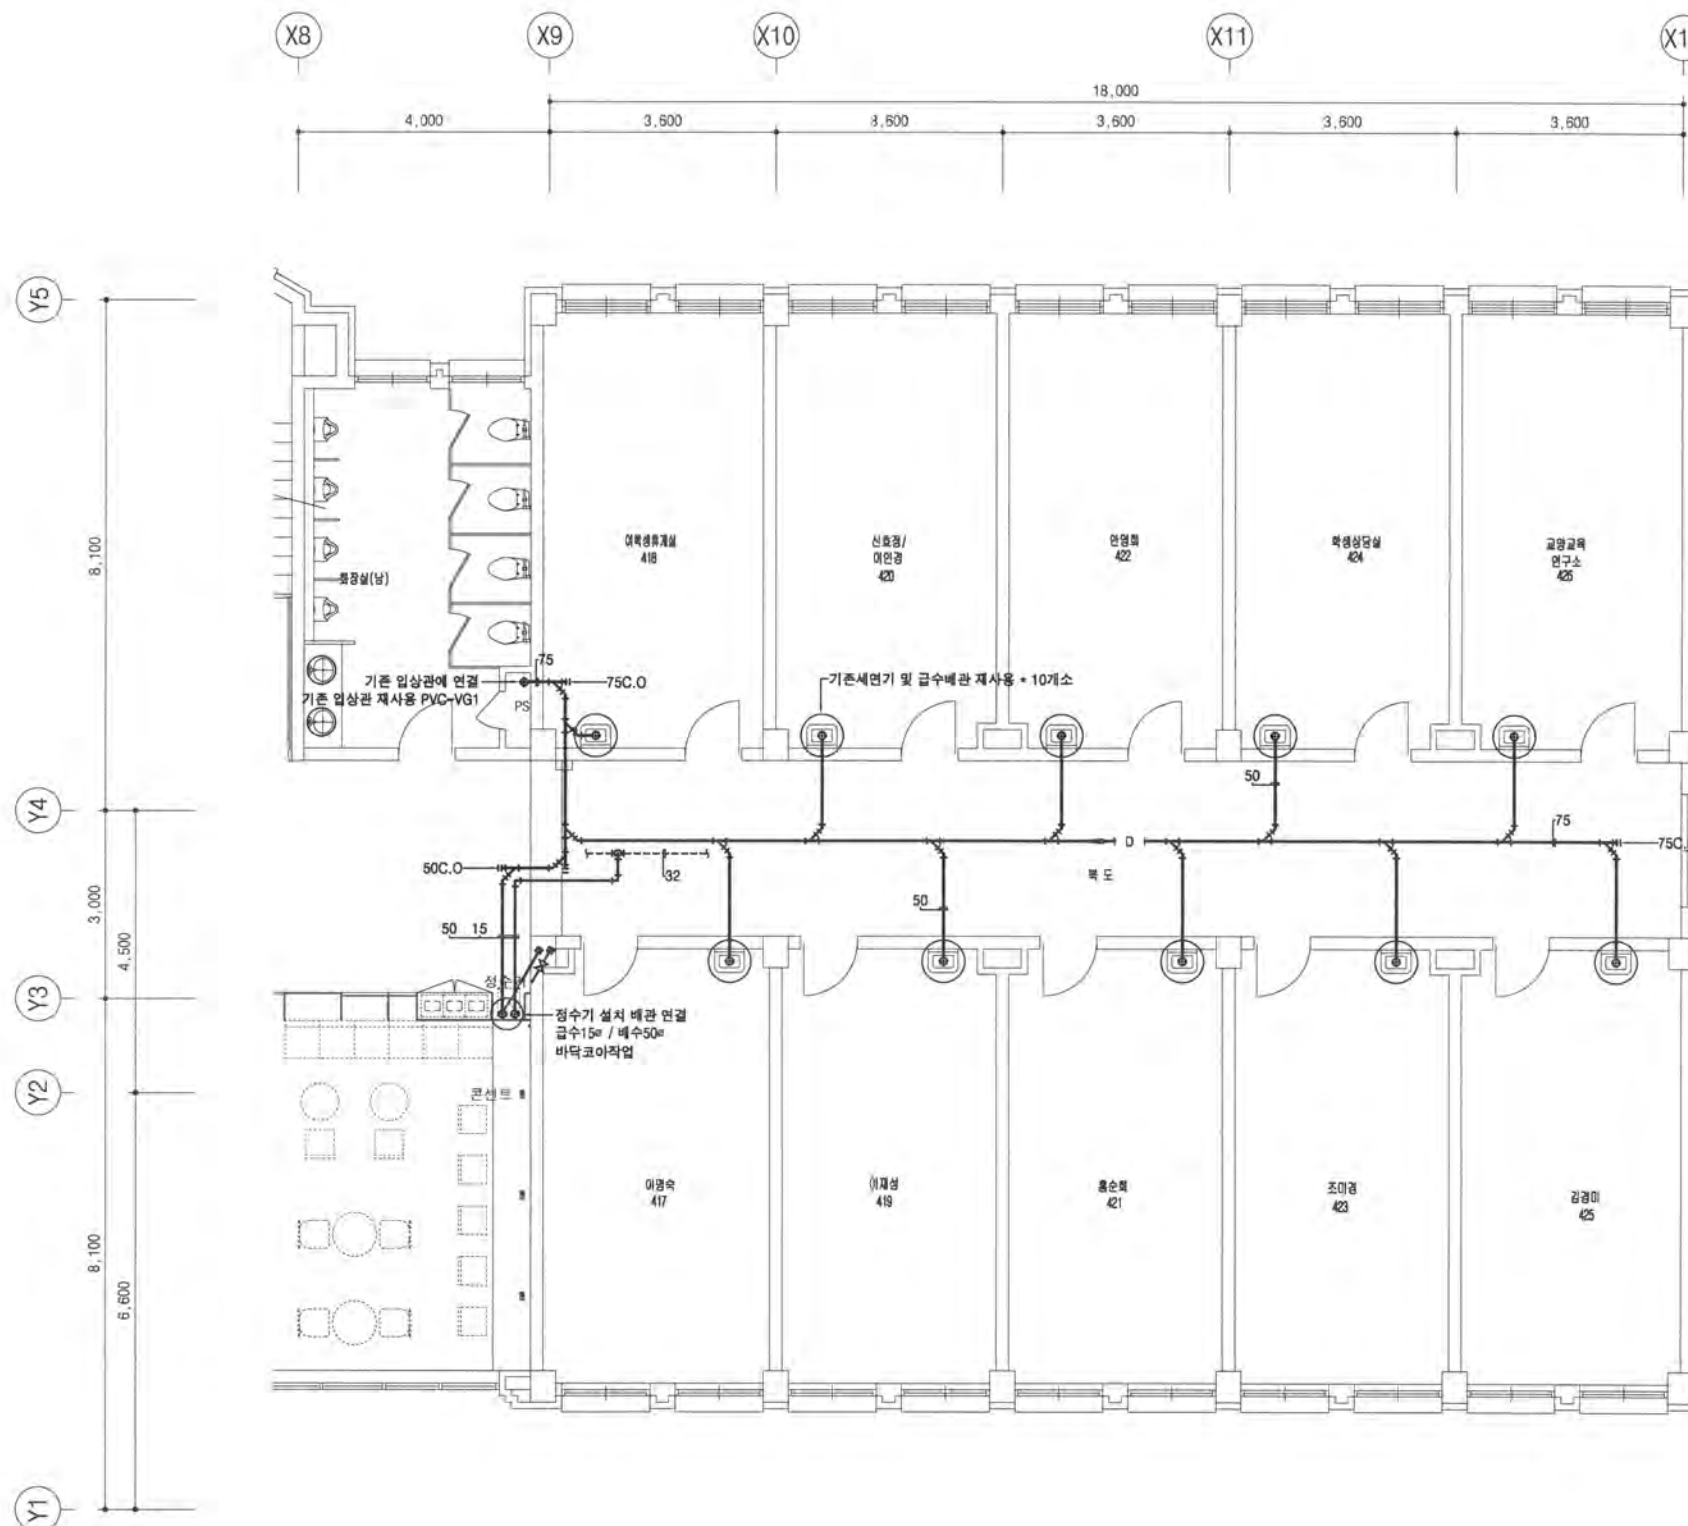

• 기존세면기배관은 현장여건에 따라 다소차이가 있을수 있음
감독관 협의시공

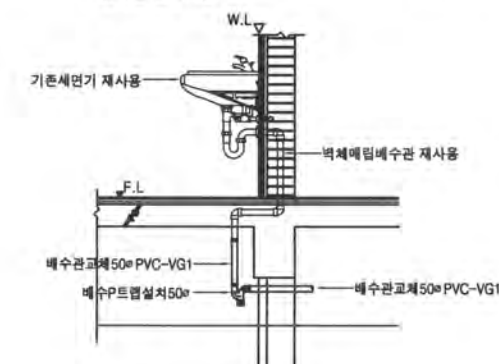

기존 세면기 배수관 상세도

~ NOTE ~

- --- 기존 급수배관 재사용 (급수관 -스텐)
- --- 급수 신설 급수관 및 배수관
- 기존 세면기 및 약세사리 배수용(급수배관포함)
- 신설 급수배관 스텐레스 80mm 이하 2.5T / 100mm 이상 3.0T (아르곤용접)
- 배관보온 - 단면 가교발포 보온용 25T
- 신설 배수관 - PVC-VG1 (DRF 접합) - 기존세면기 배수관(주철관) 철거후 교체
- 세면기 배수관(하부층 천정) 기존 주철관 교체시 세면기하부층 P트랩 신설(천정)
- 신설배수관 - 급수 / 50mm 이하 볼밸브(스텐보온형), 65mm 이상 버터플라이 밸브(기어식)
- 모든 위생기구 및 기기류 배관연결 바닥,벽체 코아작업,활석작업 설비공사에 포함한다
단 바닥매설배관 및 벽체 마감 - 일괄건축공사
- 기존세면기 배수 벽체매립 배관 재사용 (급수배관 포함)
- 배관은 현장여건에 따라 다소 차이가 있을 수 있으며 도급자는 현장조일 감독관 협의하여
사용하는데 지장이 없도록 시공하여야 한다
- 각종 설비배관공사에 따른 건축현청마감 철거 및 재설치 일괄 건축공사

01
M204

4층 위생배관 평면도

A' SCALE = 1 : 60
A' SCALE = 1 : 120

(주) 동남기설사
대구 수성구 상록로 38-1 TEL: 742-1662
한국엔지니어링등록 제10-003479호
건축기계설비기술사 95144040008P
채희준 (인)

일자 / DATE

2026. 07

도면번호 / DRAWING NO.

M-204

도면명 / DRAWING TITLE

4층위생배관평면도

축척 / SCALE

A1: 1/60
A3: 1/120

승인 / APPROVED BY

이성호 (인)

작성 / DRAWING BY

박민규



건물명 / NAME OF THE BUILDING


스미스관

사업명 / PROJECT TITLE


[대학혁신지원사업]
스미스관 교육 환경개선 공사

주기 / NOTE

• 기존세면기배관은 현장여건에 따라 다소차이가 있을수 있음
감독관 협의시공

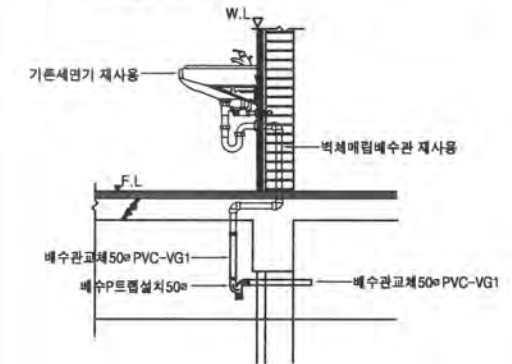

기존 세면기 배수관 상세도

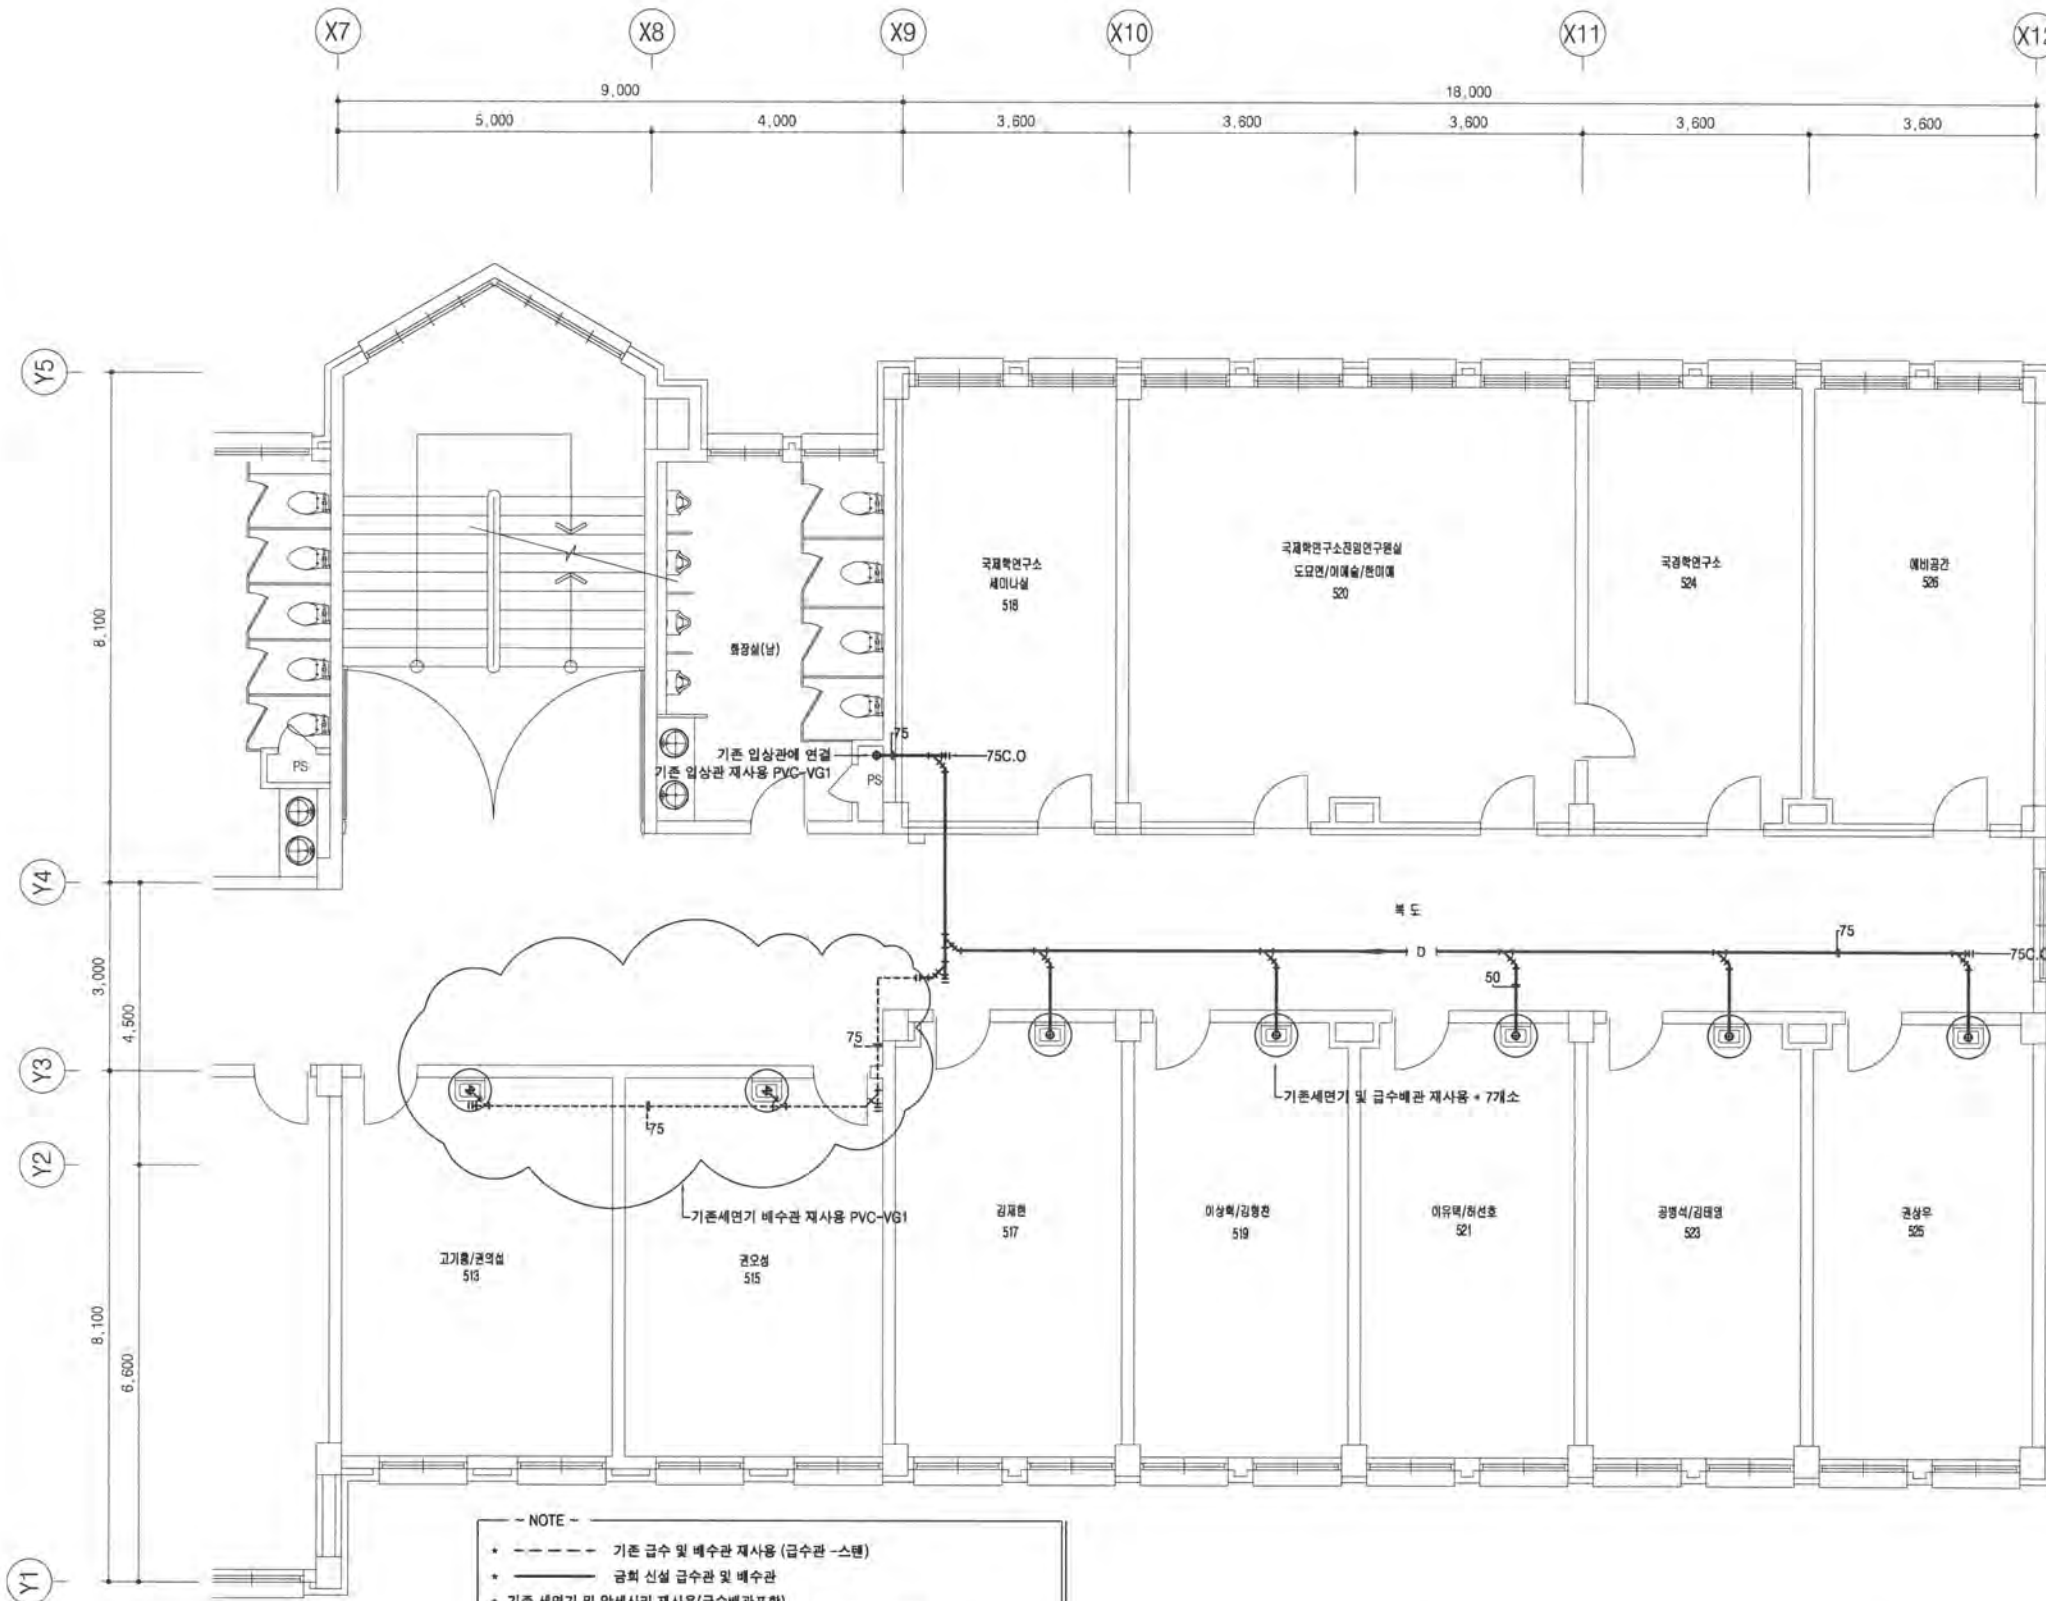

- NOTE -

- --- 기존 급수 및 배수관 재사용 (급수관 -스텐)
- --- 급수 신설 급수관 및 배수관
- --- 기존 세면기 및 약세사의 재사용(급수배관포함)
- 신설 급수배관 스텐레스 80 이하 2.5T / 100 이상 3.0T (아르곤용접)
배관보온 - 단면 가교발포 보온용 25T
- 신설 배수관 - PVC-VG1 (DRF 접합) - 기존세면기 배수관(주철관) 철거후 교체
- 세면기 배수관(하부용 천정) 기존 주철관 교체시 세면기하부용 P트랩 신설(천제)
- 신설벨브류 - 급수 / 50 이하 볼밸브(스텐보온형), 65 이상 버터플라이 밸브(기어식)
- 모든 위생기구 및 기기류 배관연결 바닥,벽체 코아작업,활석작업 설비공사에 포함한다
단 바닥설배관 및 벽체 마감 - 일괄건축공사
- 기존세면기 배수 벽체매립 배관 재사용 (급수배관 포함)
- 배관은 현장여건에 따라 다소 차이가 있을 수 있으며 도급자는 현장조 및 감독관 협의하여
사용하는데 지장이 없도록 시공하여야 한다
- 각종 설비배관공사에 따른 건축현장마감 철거 및 재설치 일괄 건축공사

01
M 205

5층 위생배관 평면도

A' SCALE = 1 : 60
A' SCALE = 1 : 120

(주) 동남기술사
대구 수성구 상록로 38-1 TEL: 742-1662
한국엔지니어링등록 제10-003479호
건축기계설비기술사 95144040008P
채희준 (인)



(주) 현대건축사사무소
대구광역시 중구 이천로 180 현대건축빌딩 3F
TEL. (053) 424-6788 / FAX. (053) 421-5514
E-mail : hndarchi@naver.com

일자 / DATE

2026. 07

도면번호 / DRAWING NO.

M-205

도면명 / DRAWING TITLE

5층 위생배관 평면도

축척 / SCALE

A1 : 1/60

A3 : 1/120

승인 / APPROVED BY

이성호 (인)

작성 / DRAWING BY

박민규



건물명 / NAME OF THE BUILDING

스미스관

사업명 / PROJECT TITLE

[대학혁신지원사업]
스미스관 교육 환경개선 공사

주요 / NOTE



(주) 현대건설사사무소
대구광역시 중구 이천로 180 현대건설빌딩 3F
TEL. (053) 424-6786 / FAX. (053) 421-5514
E-mail : hdaechi18788@naver.com

일자 / DATE

2026. 07

도면번호 / DRAWING NO.

M-206

도면명 / DRAWING TITLE

옥상층위생배관평면도

축척 / SCALE

A1: 1/150



 


A3: 1/300

승인 / APPROVED BY

이 성 호 (인)

작성 / DRAWING BY

박 민 규

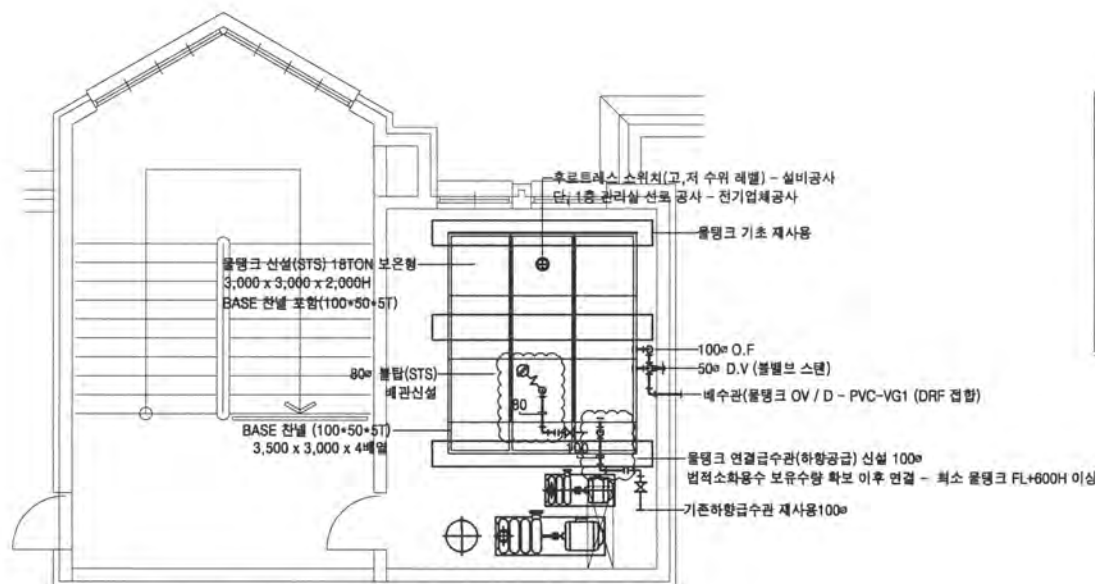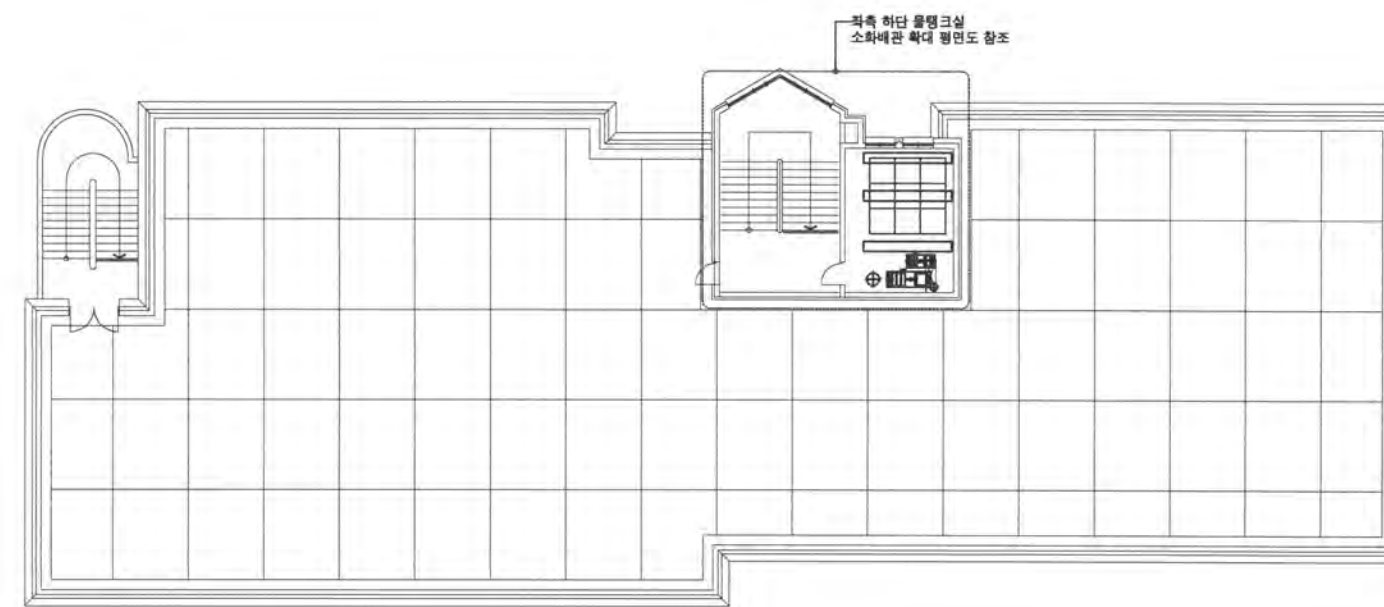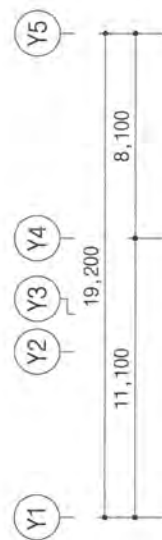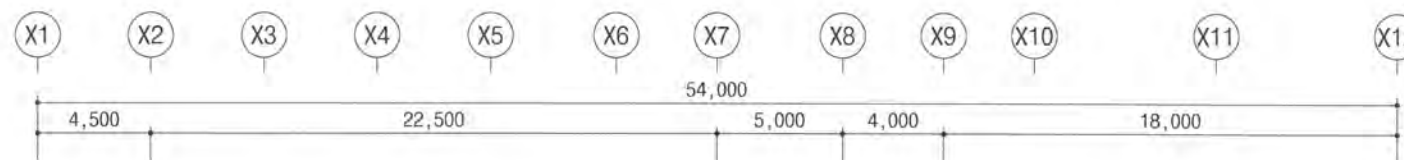

- NOTE -
- 기존 급수배관 시스템 재사용 / 가교발포보온25T
 - 금회 신설 급수관 및 배수관
 - 신설 급수배관 시스템레스 80 이하 2.5T / 100 이하 3.0T (아프콘몰입)
 - 배관보온 - 단열 가교발포 보온층 25T
 - 신설 배수관(물탱크 OV / D - PVC-VG1 (DRF 접합))
 - 신설배수관 - 급수 / 50 이하 볼밸브(스텐보온형), 65 이상 버터플라이 밸브(기어식)
 - 신설 물탱크 STS 18TON (3,000 x 3,000 x 2,000H) 보온형
 - 신설 물탱크 기초 BASE 천널은 기존물탱크 규격에 맞게설치(3,500 x 3,000 x 4배열)
 - 배관은 현장여건에 따라 다소 차이가 있을 수 있으며 도급자는 현장조 및 감독관 협의하여 사용하는데 지장이 없도록 시공하여야 한다

물탱크실 위생배관 확대 평면도

A' SCALE = 1 : 60
A' SCALE = 1 : 120

01
M 206

옥상층 위생배관 평면도

A' SCALE = 1 : 150
A' SCALE = 1 : 300

(주) 동남기술사
대구 수성구 상록로 38-1 TEL: 742-1682
한국엔지니어링등록 제10-003479호
건축기계설비기술사 95144340008P
채희준 (인)



건물명 / NAME OF THE BUILDING

스미스관


사업명 / PROJECT TITLE

[대학혁신지원사업]
스미스관 교육 환경개선 공사

주제 / NOTE

~ NOTE ~

- * 기존 GHP실외기 * 6대 철거후 교체
- * 기존 실외기 교체시 기존 장비 설치 현위치에 설치
- * ----- 기존 가스배관(연료용 백강관) 재사용
- * ----- 기존 가스배관 철거후 현위치 상태로 재설치 - 배관재사용 / 볼밸브 교체
- * ----- 기존 실외기 연결 25A 후렉시블호스 철거후 교체 * 6EA
- * 도시가스사업법에 의한 사용시설 적합하도록 설치 한다 - 인,허가 검사 일괄 도급자부담
- * 기존 가스배관(연료용 백강관) 절단 및 용접부 방청도색마감 (용접부 방청도색 포함)
- * 가스배관공사시 배관 매입차단 및 배관잔류가스 제거후 시공

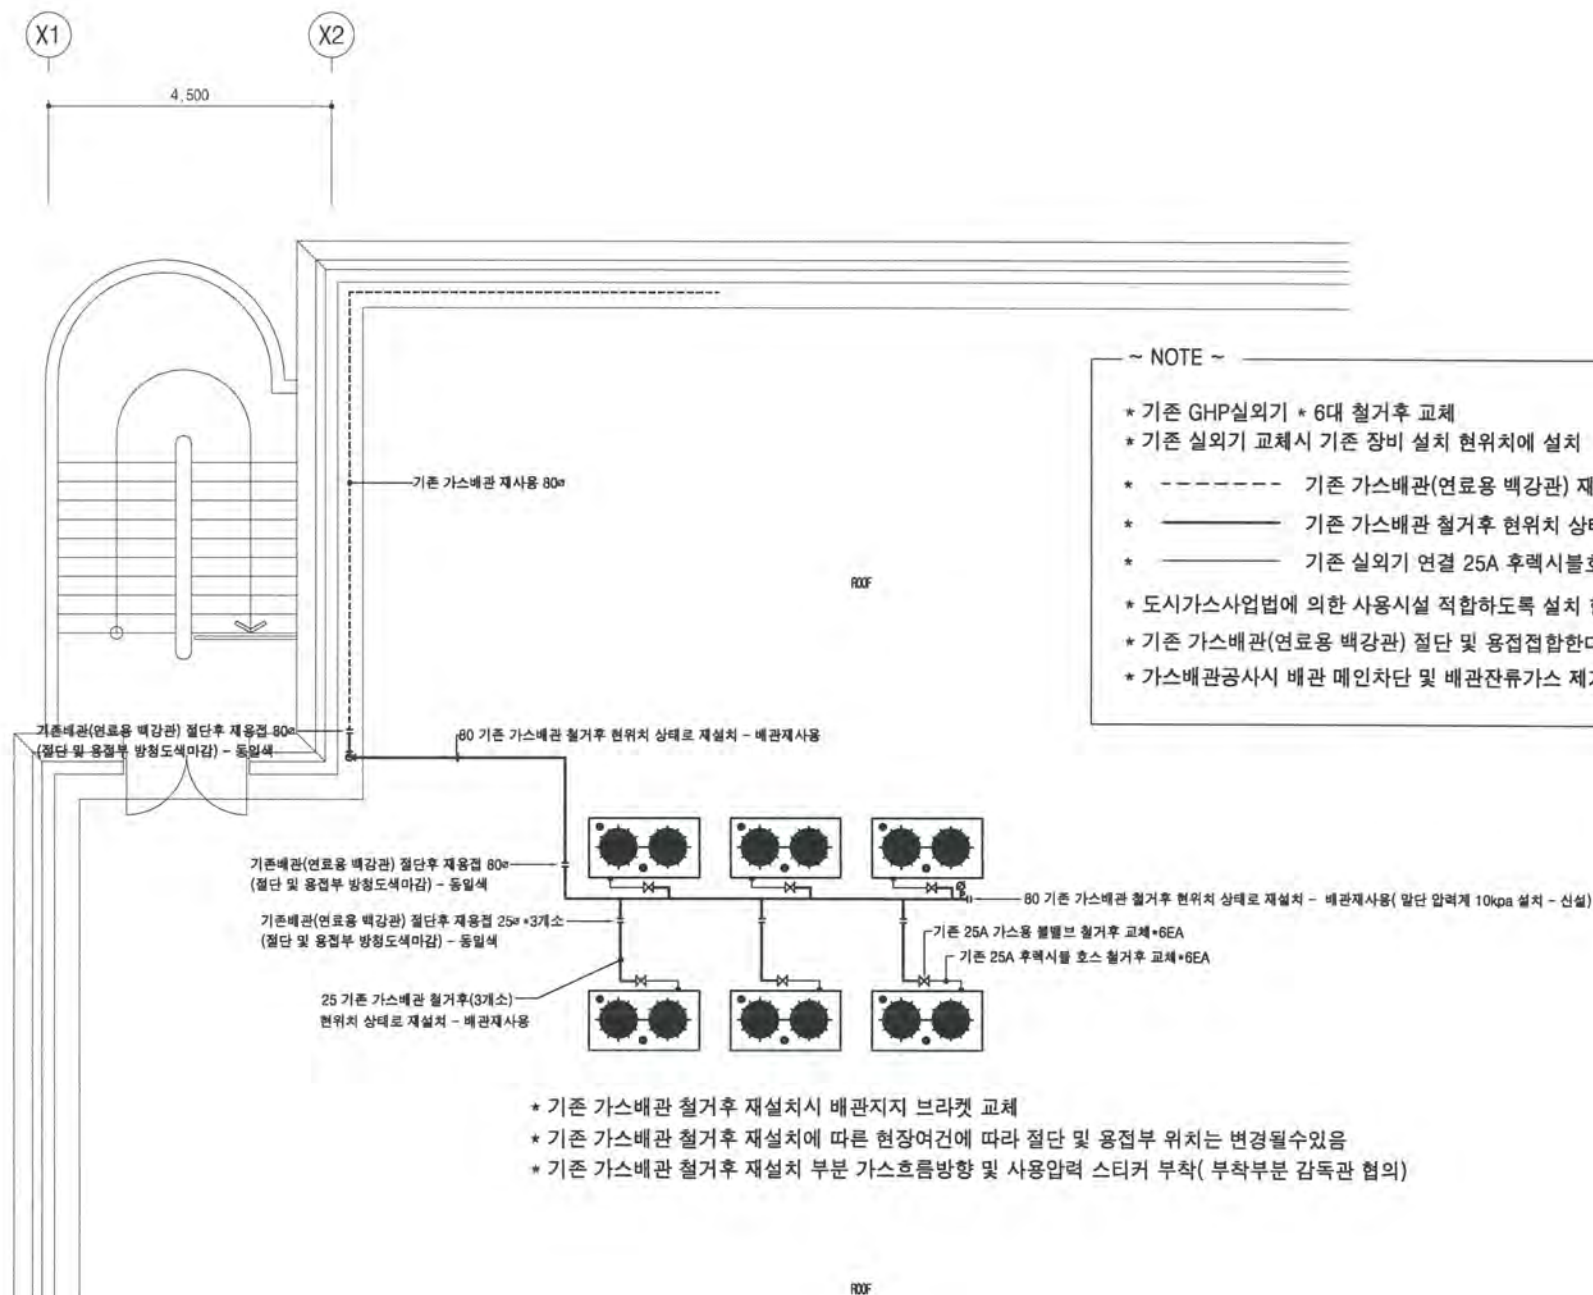

- * 기존 가스배관 철거후 재설치시 배관지지 브라켓 교체
- * 기존 가스배관 철거후 재설치에 따른 현장여건에 따라 절단 및 용접부 위치는 변경될수있음
- * 기존 가스배관 철거후 재설치 부분 가스흐름방향 및 사용압력 스티커 부착(부착부분 감독관 협의)

01
M208

옥상층 가스배관 평면도

A' SCALE = 1 : 60
A' SCALE = 1 : 120

(주) 동남기술사
대구 수성구 상록로 38-1 TEL: 742-1662
한국엔지니어링등록 제16-003479호
건축기계설비기술사 95149040008P
채희준 (인)

일자 / DATE

2026. 07

도면번호 / DRAWING NO.

M-208

도면명 / DRAWING TITLE

옥상층가스배관평면도

축척 / SCALE

A1: 1/60
A3: 1/120

승인 / APPROVED BY

이성호 (인)

작성 / DRAWING BY

박민규



건물명 / NAME OF THE BUILDING

스미스관

사업명 / PROJECT TITLE

[대학혁신지원사업]
스미스관 교육 환경개선 공사

주제 / NOTE



(주) 현대건축사무소
대구광역시 중구 이천로 180 현대건축빌딩 3F
TEL. (053) 424-6788 / FAX. (053) 421-5514
E-mail : hdaarchi6788@naver.com

일자 / DATE

2026. 07

도면번호 / DRAWING NO.

M-209

도면명 / DRAWING TITLE

1층위생배관철거평면도

축척 / SCALE

A1: 1/60


A3: 1/120

승인 / APPROVED BY

이성호 (인)

작성 / DRAWING BY

박민규

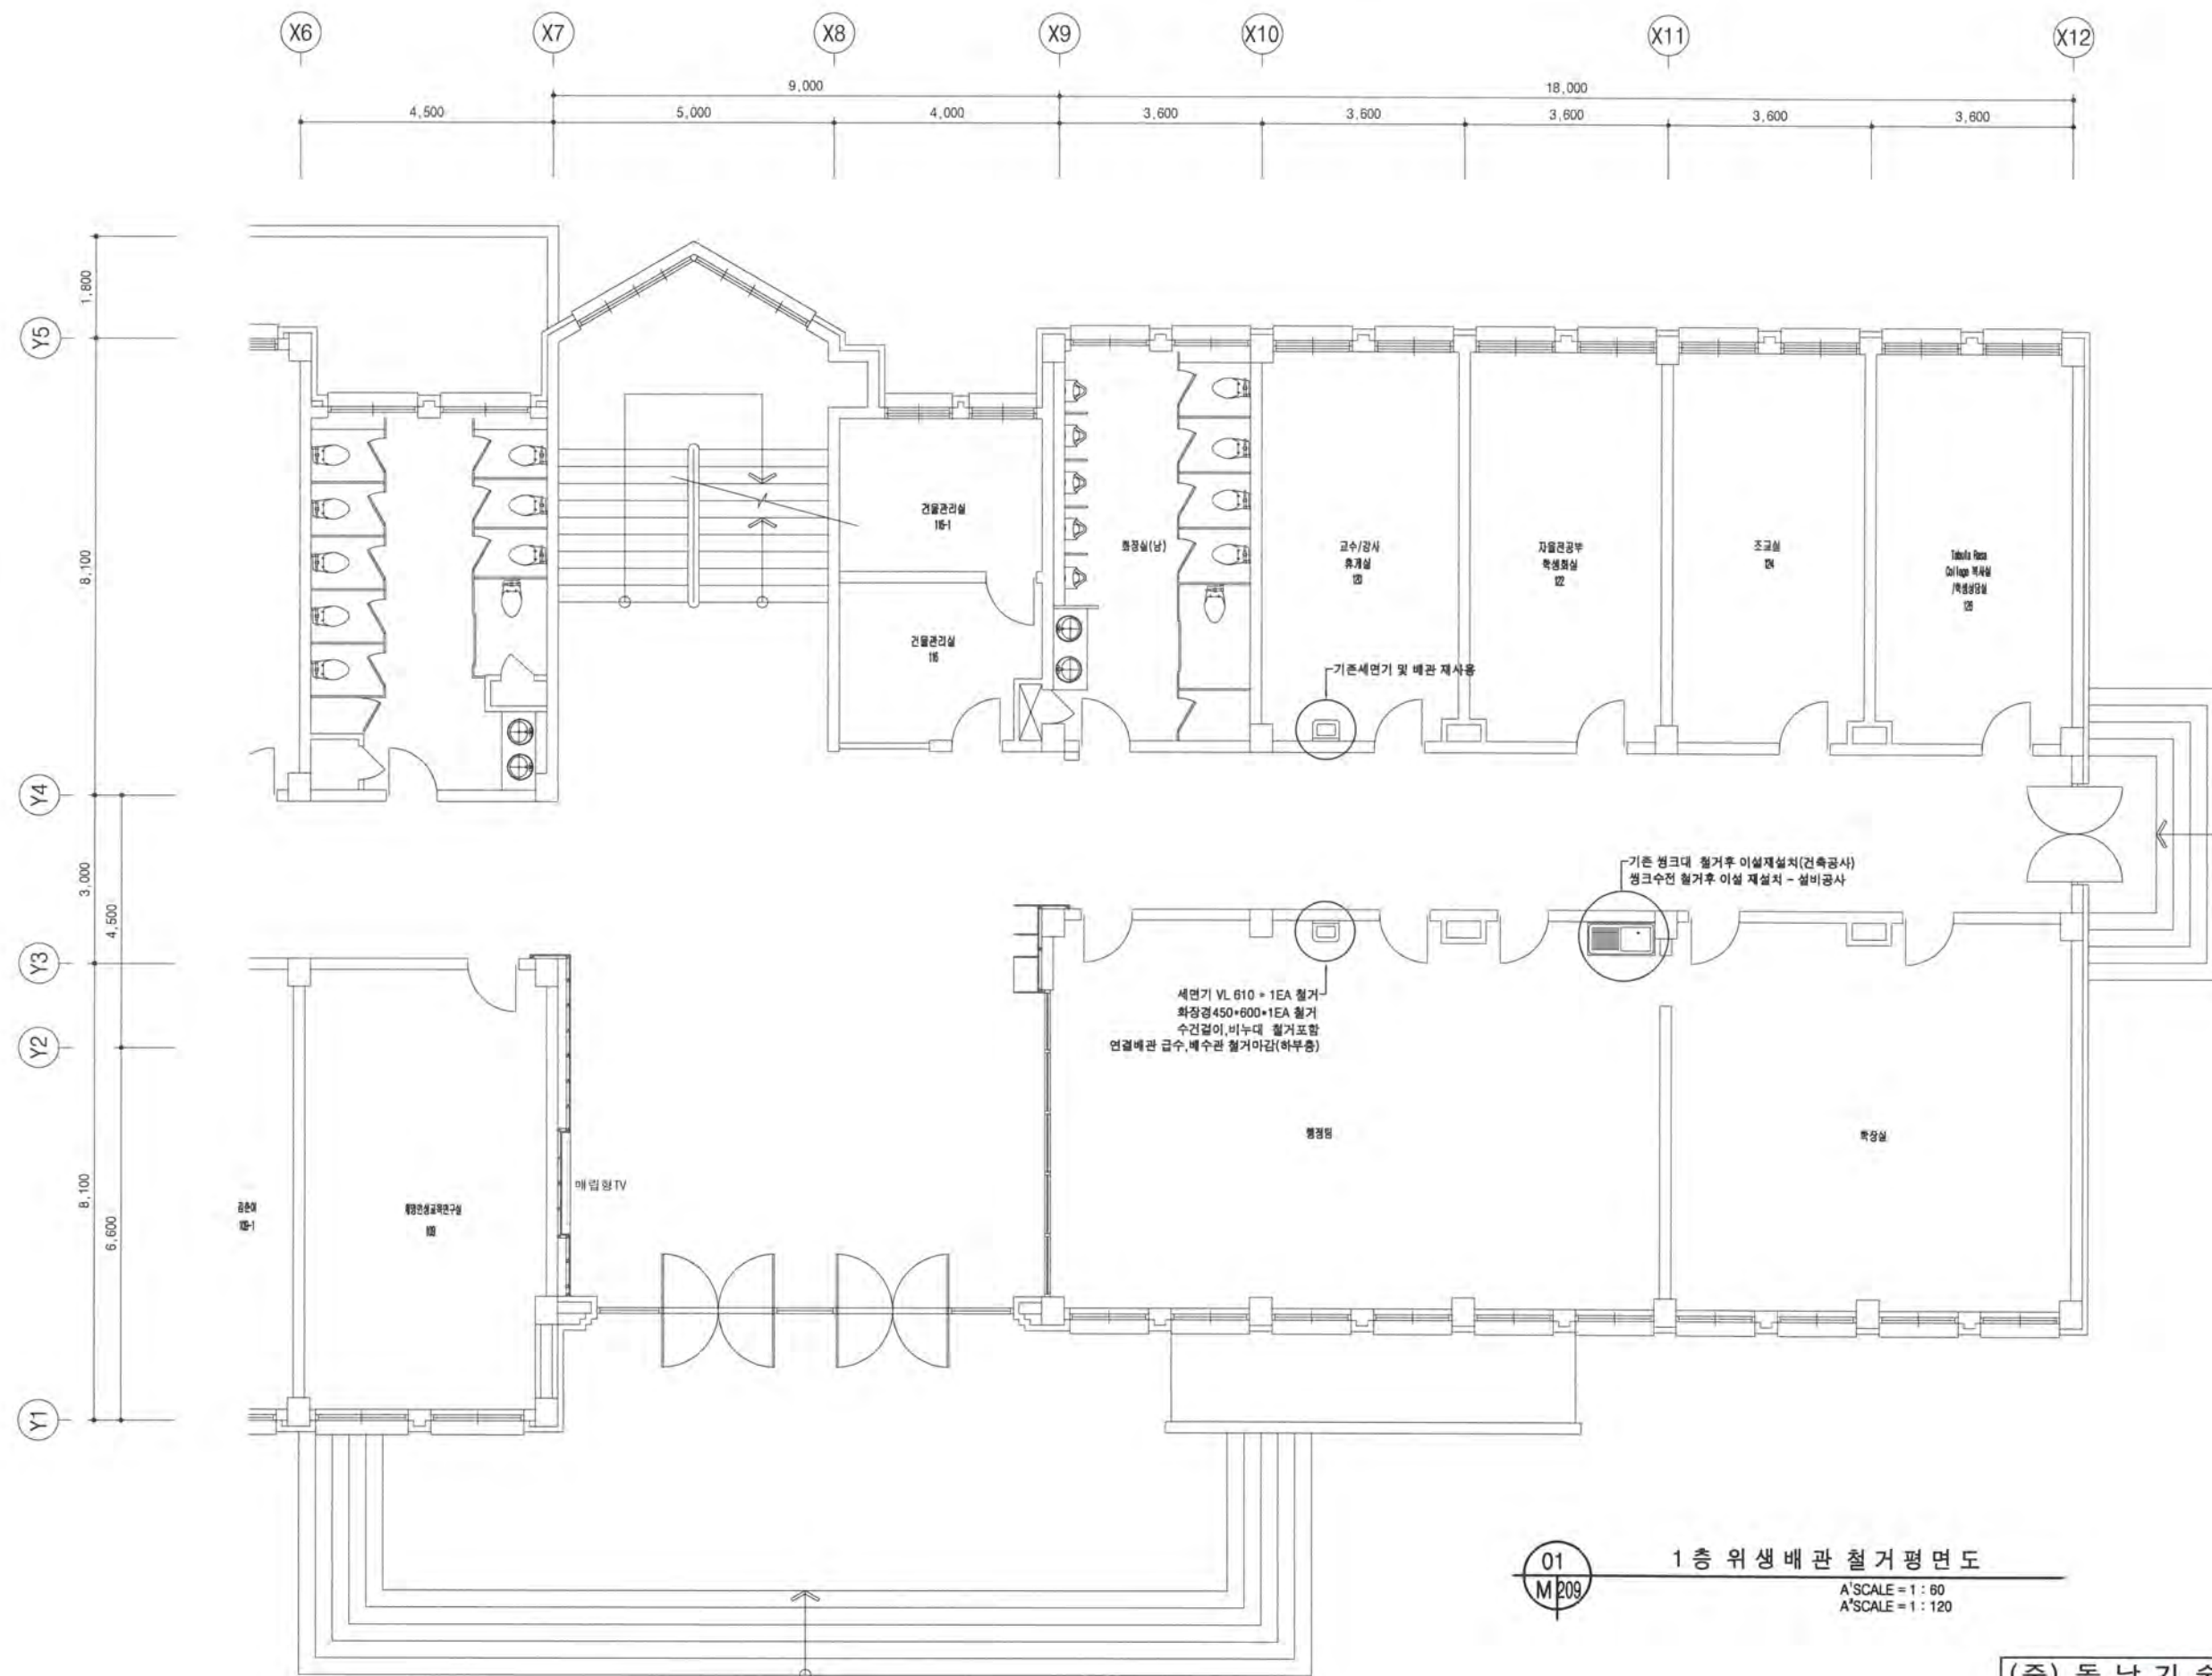

01
M209

1층 위생배관 철거 평면도

A SCALE = 1 : 60
A SCALE = 1 : 120

(주) 동남기술회사
대구 수성구 상록로 38-1 TEL: 742-1662
한국엔지니어링등록 제10-003479호
건축기계설비기술사 95144040008P
채회준 (인)



건물명 / NAME OF THE BUILDING

스미스관

사업명 / PROJECT TITLE

[대학혁신지원사업]
스미스관 교육 환경개선 공사

주기 / NOTE



(주) 현대건축사사무소
대구광역시 중구 이천로 180 현대건축빌딩 3F
TEL. (053) 424-0788 / FAX. (053) 421-5514
E-mail : hderchi8788@naver.com

일자 / DATE

2026. 07

도면번호 / DRAWING NO.

M-210

도면명 / DRAWING TITLE

2층 기존 배수배관
철거 평면도

축척 / SCALE


A1: 1/60
A3: 1/120

승인 / APPROVED BY

이성호 (인)

작성 / DRAWING BY

박민규

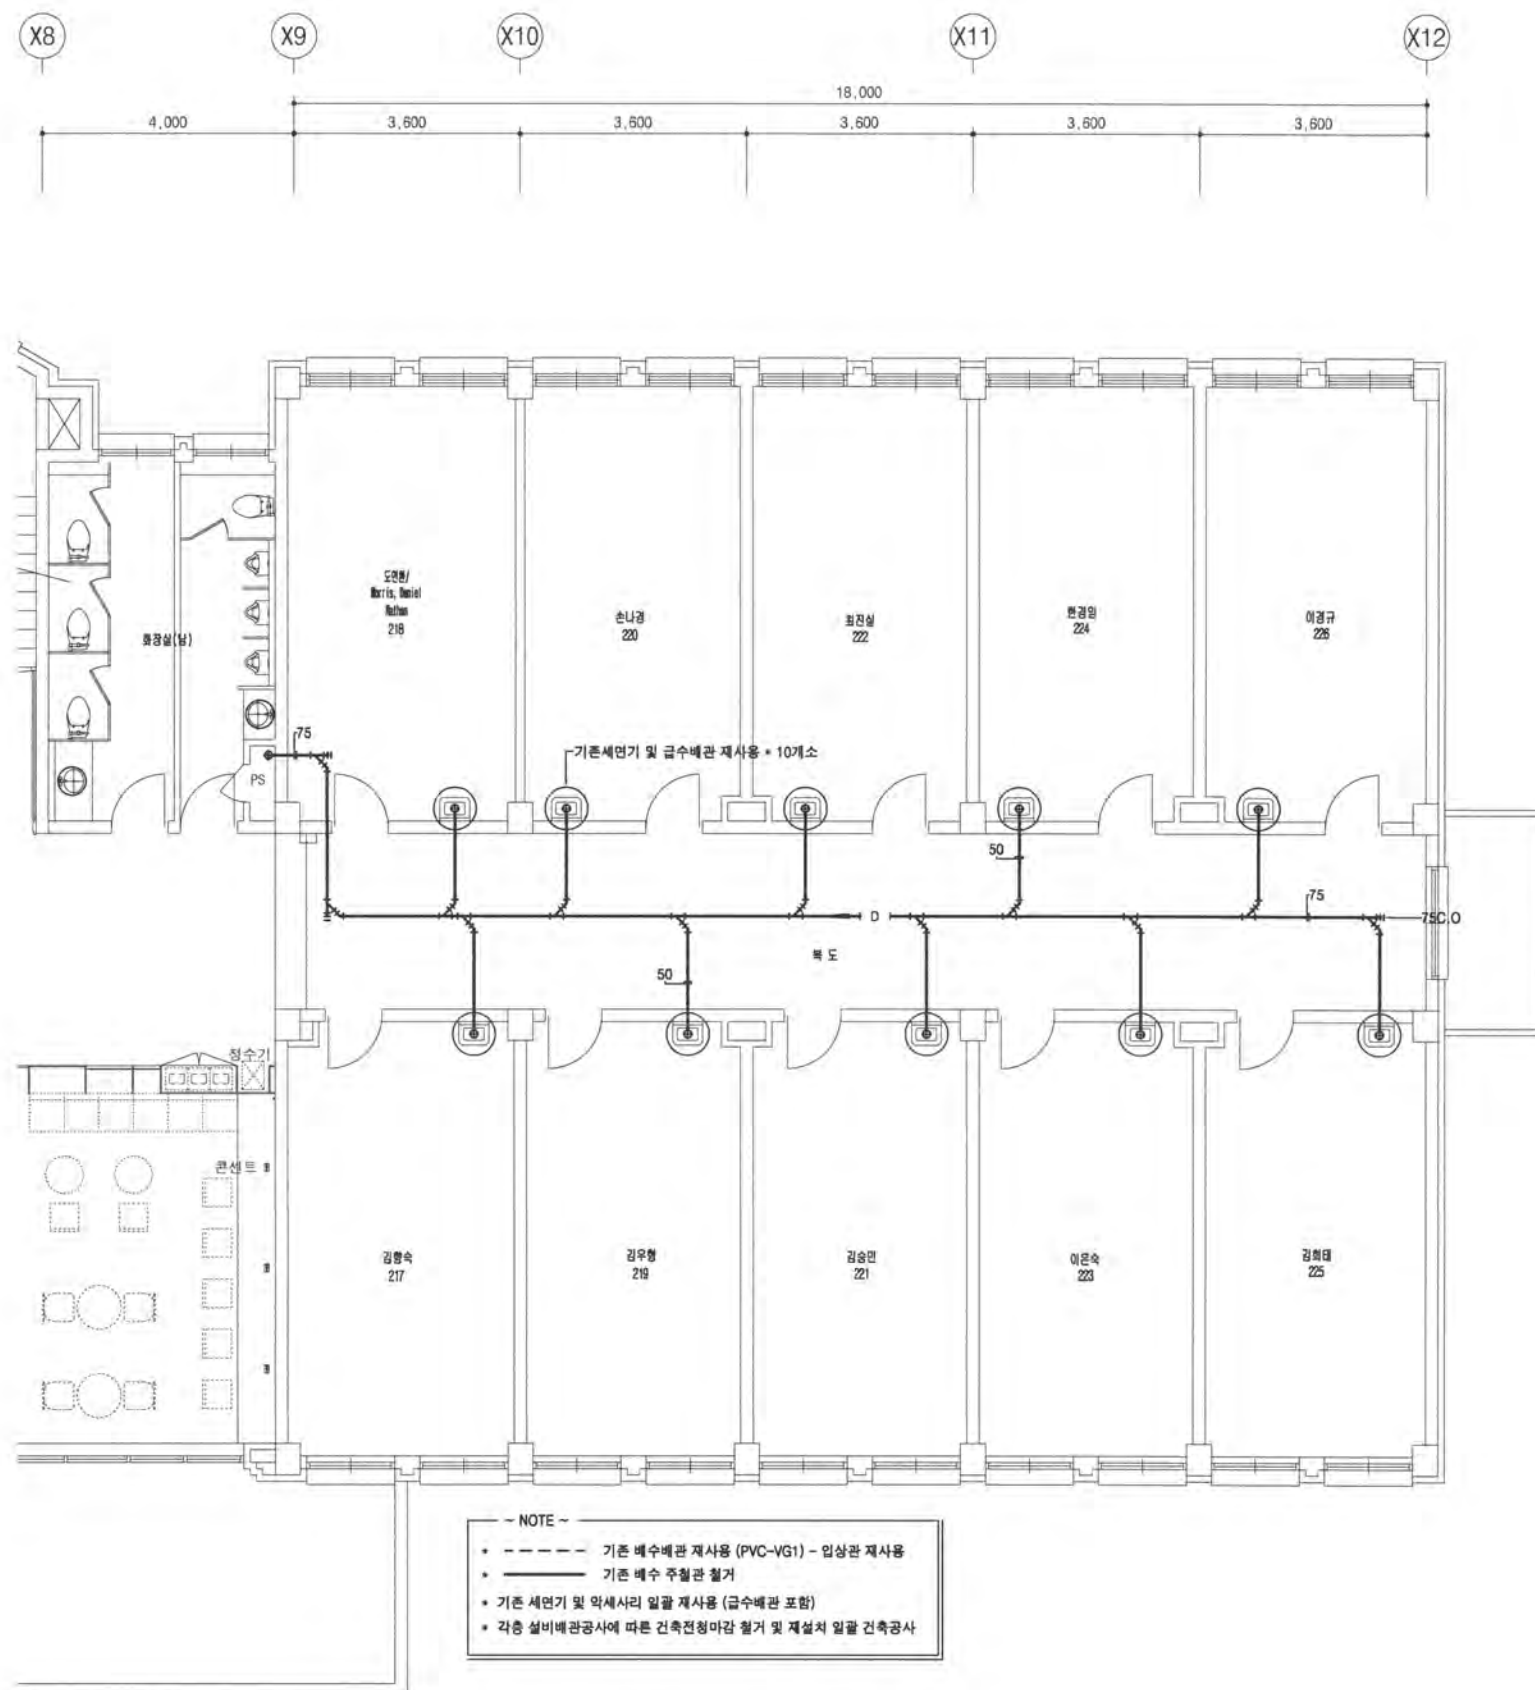

- NOTE —
- 기존 배수배관 재사용 (PVC-VG1) - 입상관 재사용
 - 기존 배수 주철관 철거
 - 기존 세면기 및 약세사리 일괄 재사용 (급수배관 포함)
 - 각층 설비배관공사에 따른 건축전정마감 철거 및 재설치 일괄 건축공사

01
M210

2층 기존 배수배관(주철관) 철거 평면도

A' SCALE = 1 : 60
A" SCALE = 1 : 120

(주) 동남기술사
대구 수성구 상록로 38-1 TEL: 742-1882
한국엔지니어링등록 제E-10-003479호
건축기계설비기술사 05144040008P
채희준 (인)



건물명 / NAME OF THE BUILDING

스미스관

사업명 / PROJECT TITLE

[대학혁신지원사업]
스미스관 교육 환경개선 공사

주기 / NOTE



(주) 현대건축사사무소
대구광역시 중구 이천로 180 현대건축빌딩 3F
TEL. (053) 424-6788 / FAX. (053) 421-5514
E-mail : hndrch15789@naver.com

일자 / DATE

2026. 07

도면번호 / DRAWING NO.

M-213

도면명 / DRAWING TITLE

5층 기존 배수배관
철거 평면도

축척 / SCALE

A1: 1/60


A3: 1/120

승인 / APPROVED BY

이 성 호 (인)

작성 / DRAWING BY

박 민 규

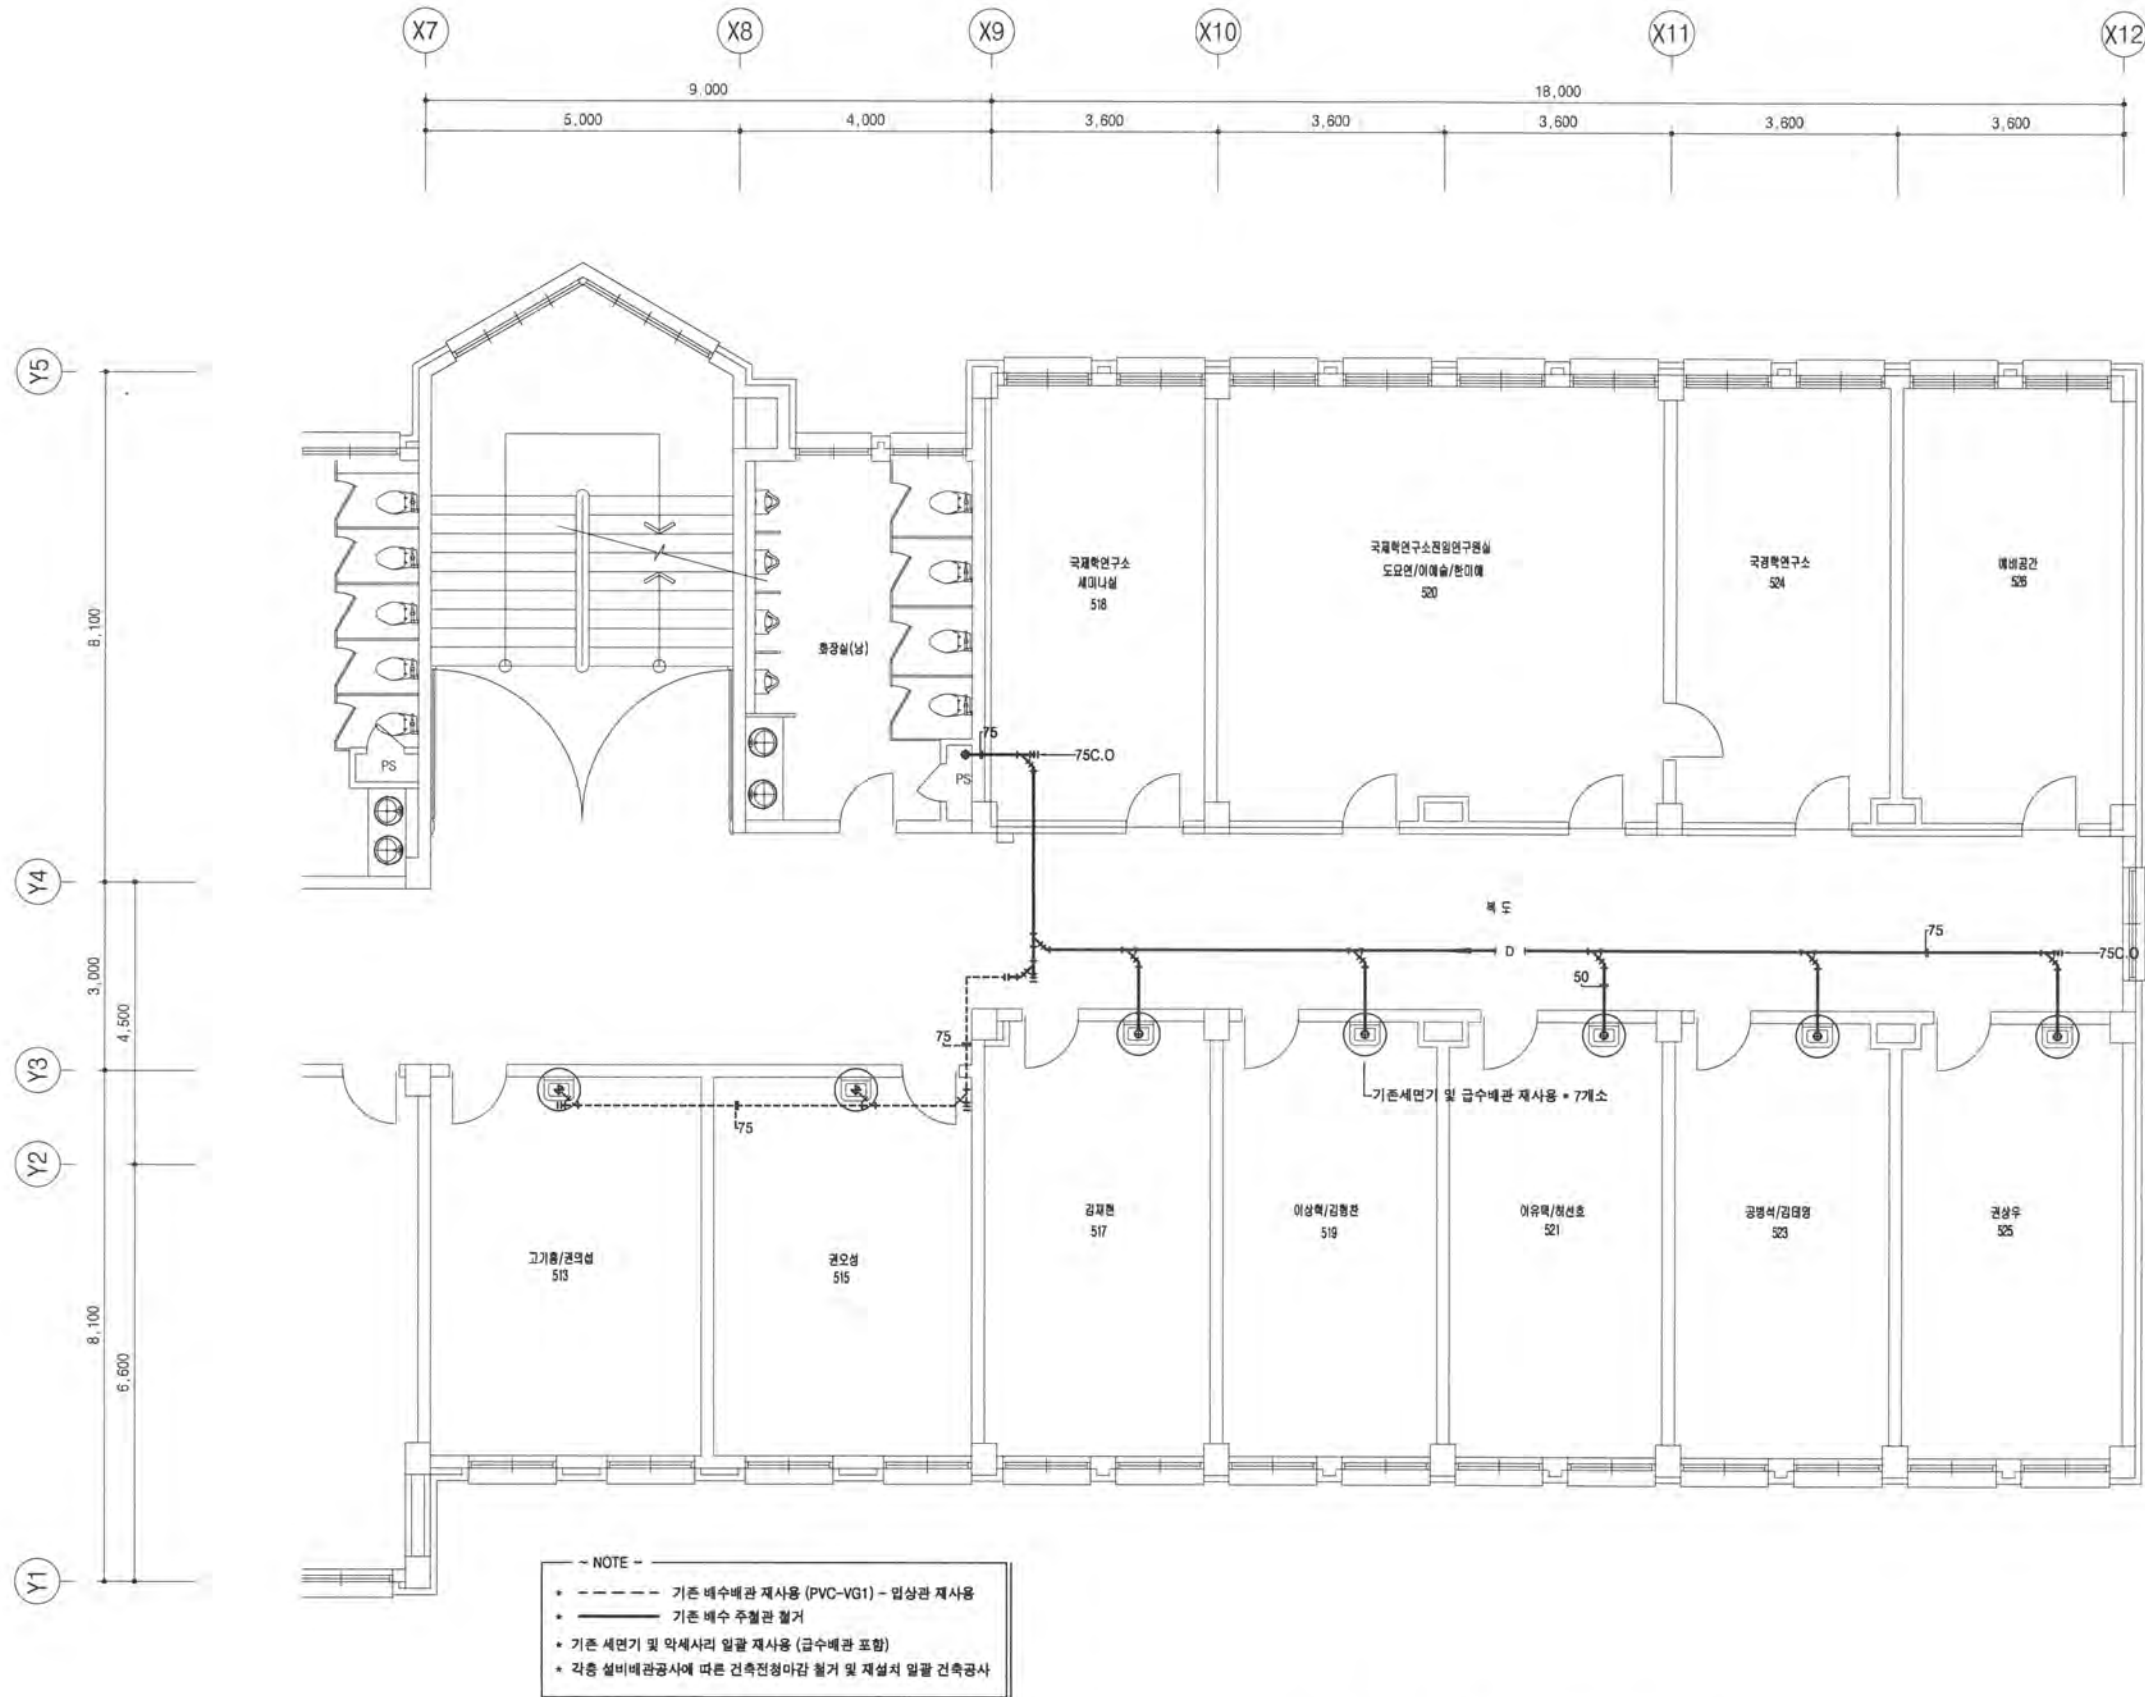

- NOTE -

- 기존 배수배관 재사용 (PVC-VG1) - 압상관 재사용
- 기존 배수 주철관 철거
- 기존 세면기 및 약세사리 알팔 재사용 (급수배관 포함)
- * 각종 설비배관공사에 따른 건축전정마감 철거 및 재설치 알팔 건축공사

01
M213

5층 기존 배수배관(주철관) 철거 평면도

A SCALE = 1 : 60
A SCALE = 1 : 120

(주) 동남기술사
대구 수성구 상록로 38-1 TEL: 742-1662
한국엔지니어링등록 제10-003479호
건축기계설비기술사 95144040008P
채 회 준 (인)




건물명 / NAME OF THE BUILDING

스미스관

사업명 / PROJECT TITLE

[대학혁신지원사업]
스미스관 교육 환경개선 공사

주제 / NOTE

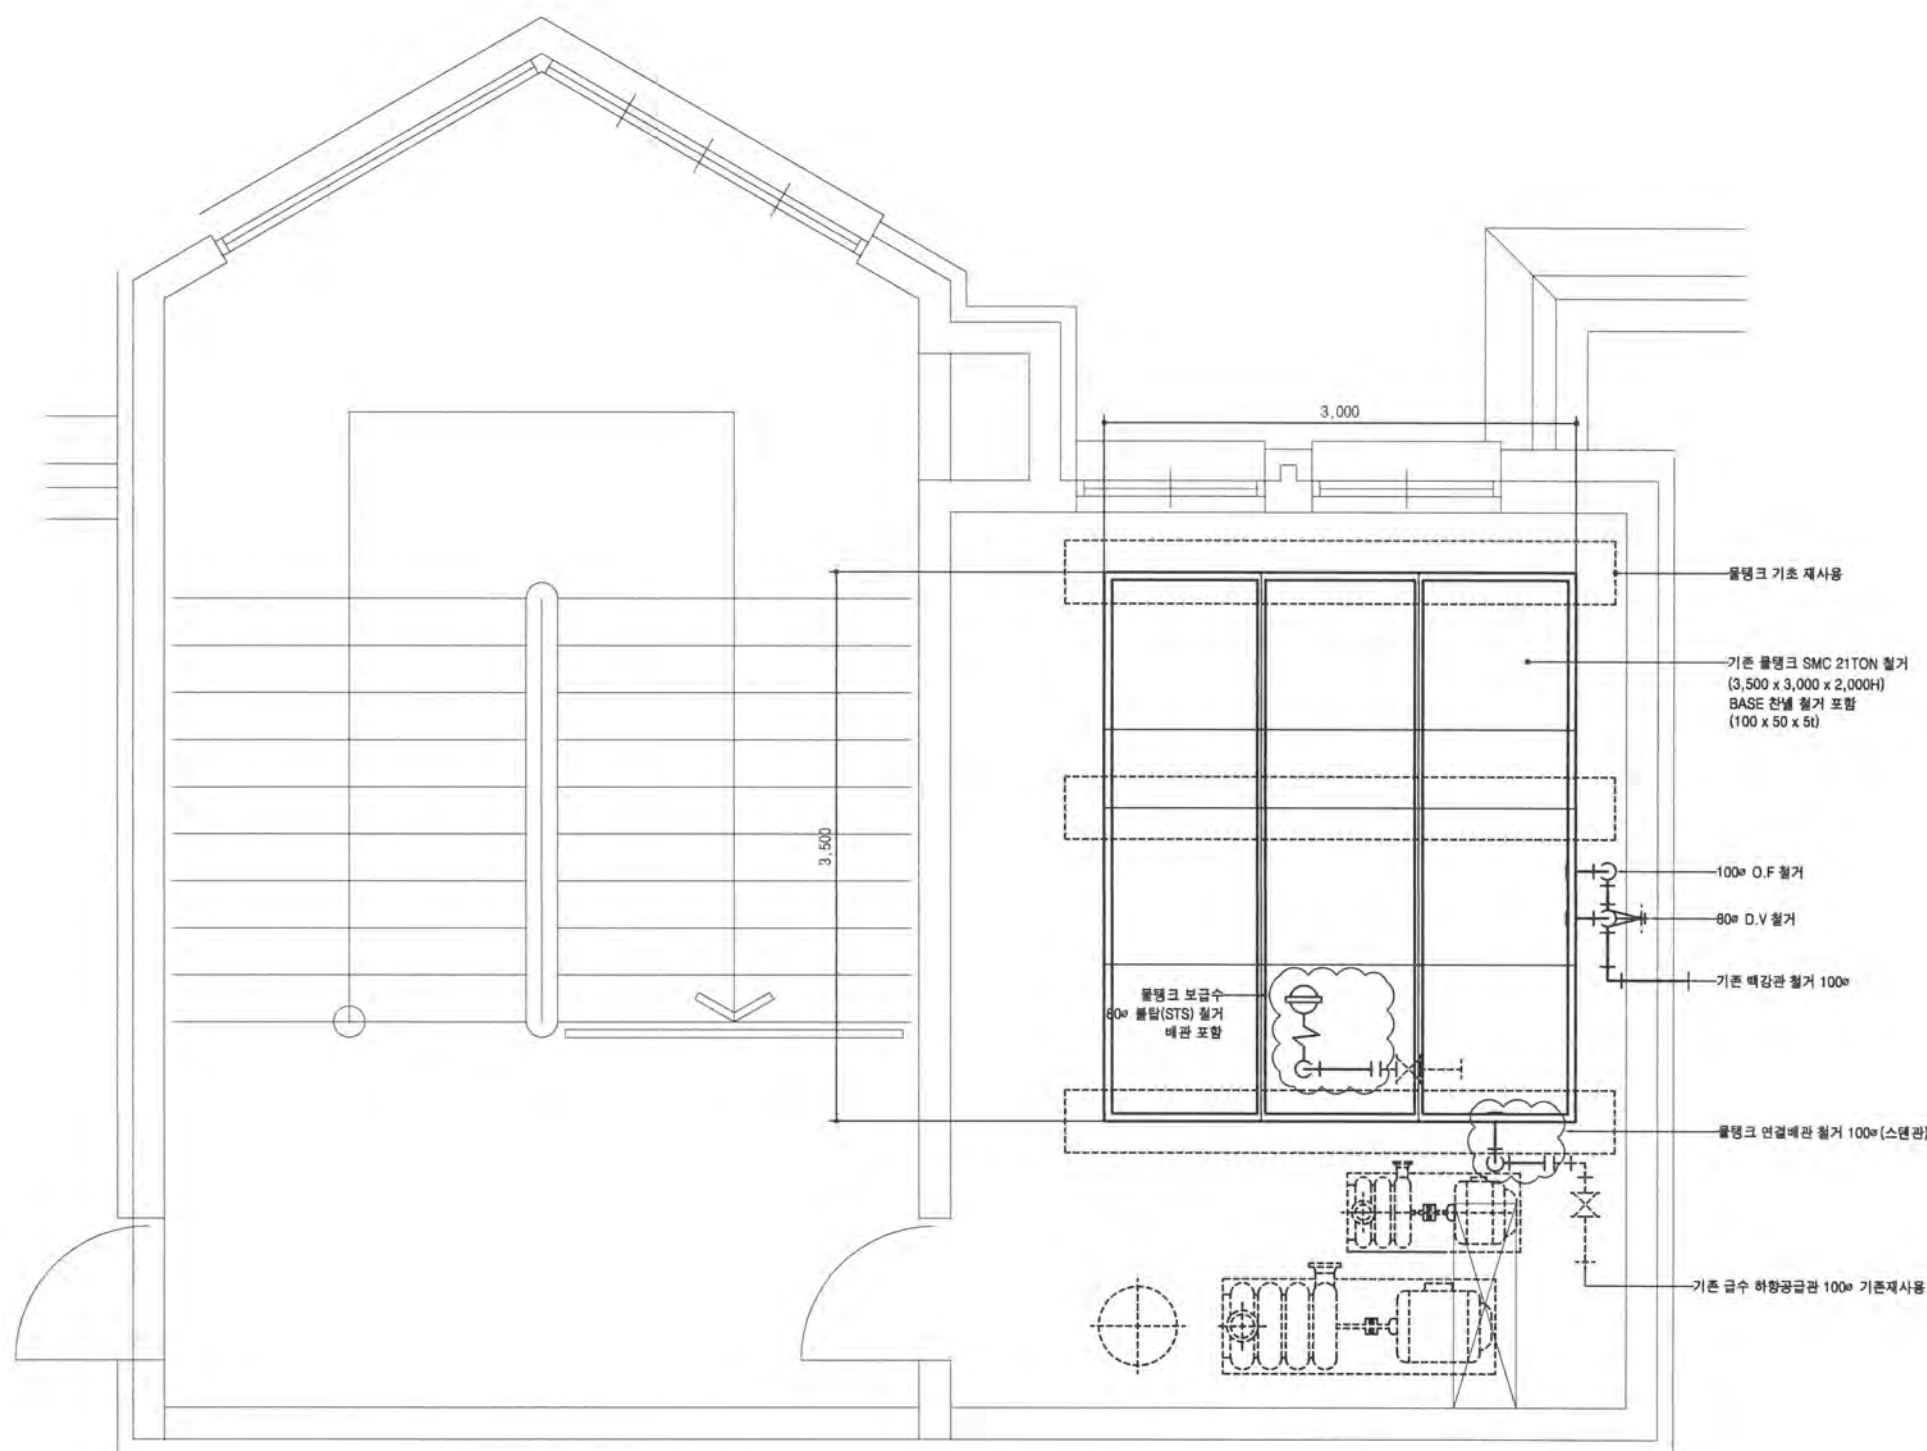

~ NOTE ~

 
- 기존 급수배관 스텐관 재사용 / 가교발포보온25T
- 급수 철거 급수관 및 배수관
- 철거 급수배관 스텐레스 / 가교발포보온 25T 철거
- 철거 배수관 (물탱크 OV / D - 벽강관)
- 철거 물탱크 SMC 21TON (3,500 x 3,000 x 2,000H) 보온형 물탱크 기초 BASE 잔설 철거포함
- 배관은 현장여건에 따라 다소 차이가 있을 수 있으며 도급자는 현장조밀 감독관 협의하여 사용하는에 지장이 없도록 시공하여야 한다

01
M214

옥상층 물탱크 및 주위배관 철거 평면도

A' SCALE = 1 : 60
A" SCALE = 1 : 120

(주) 동남기술사
대구 수성구 상록로 38-1, TEL: 742-1662
한국엔지니어링등록 제19-083479호
건축기계설비기술사 95144040008P
채희준 (인)



(주) 현대건축사사무소
대구광역시 중구 이천로 180 현대건축빌딩 3F
TEL. (053) 424-0788 / FAX. (053) 421-5514
E-mail : hdarkchi@naver.com

일자 / DATE

2026. 07

도면번호 / DRAWING NO.

M-214

도면명 / DRAWING TITLE

옥상층 물탱크 및
주위배관철거평면도

축척 / SCALE

A1' 1/60
A3' 1/120

승인 / APPROVED BY

이성호 (인)

작성 / DRAWING BY

박민규